


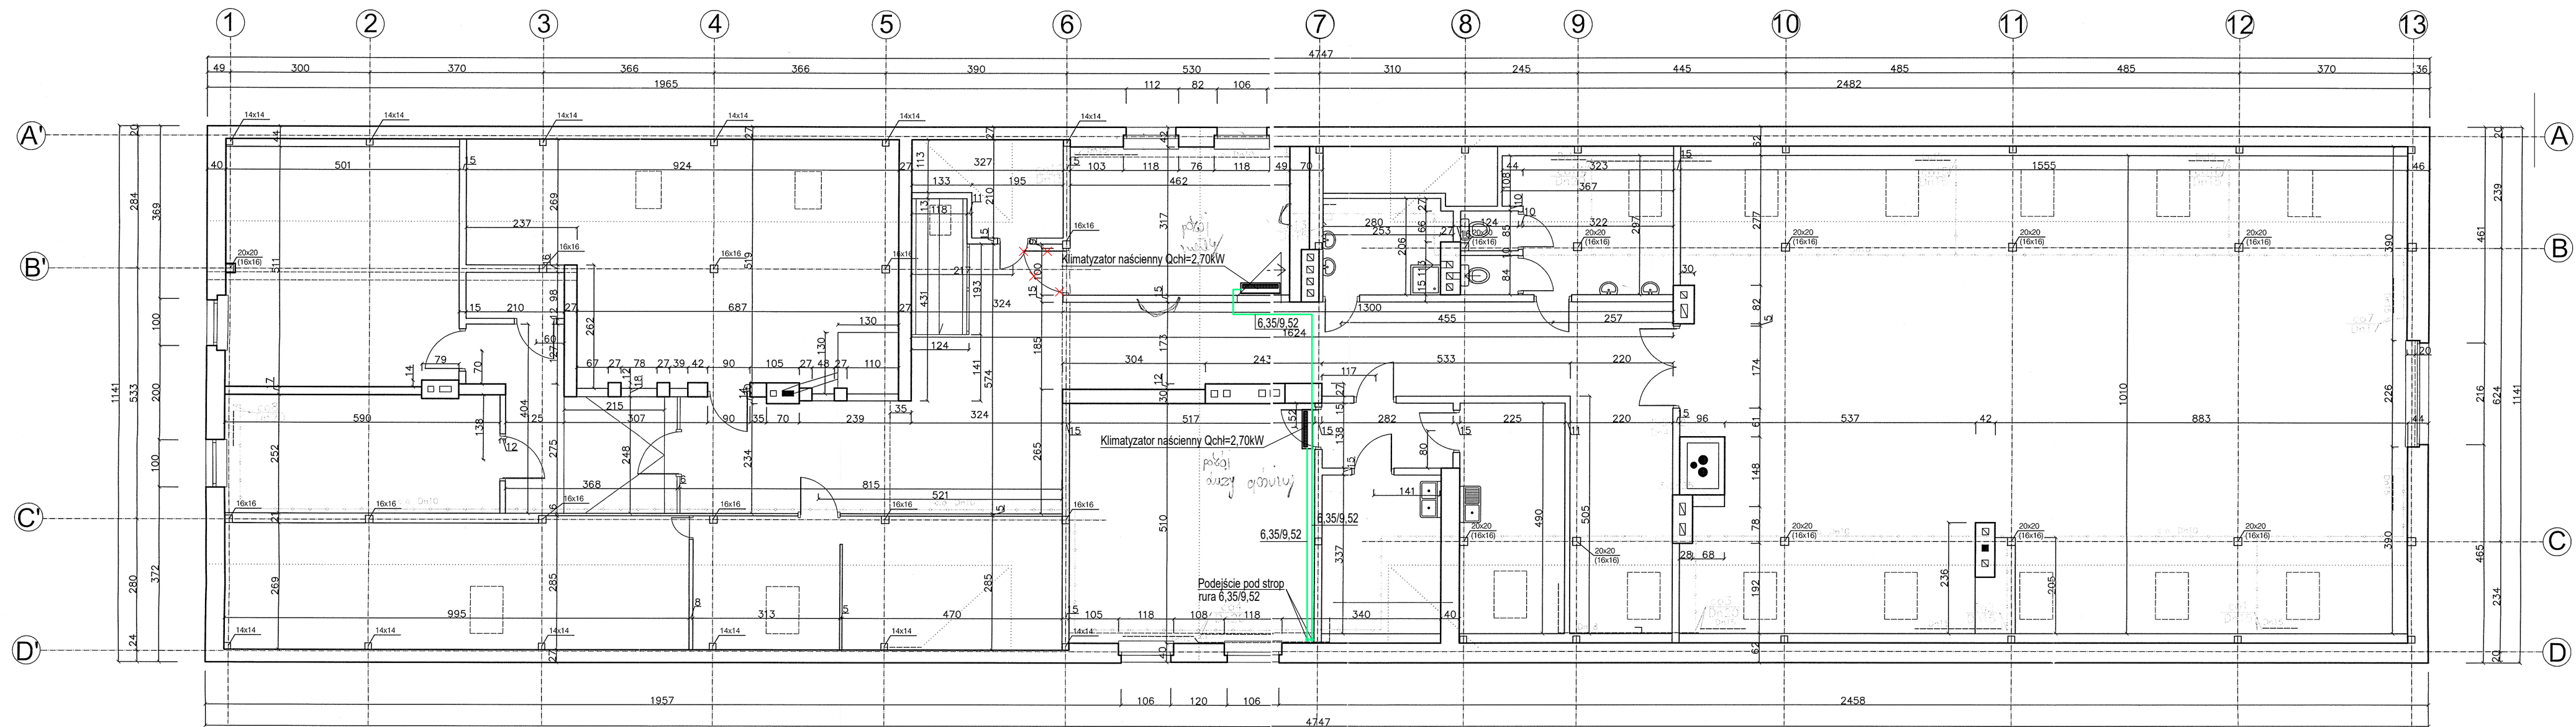

BIURO PROJEKTOWE INSTALACJI SANITARNYCH
LESZEK KOŁODZIEJ

ul. FREDRY 13, 64-100 LESZNO i tel. 663943941, bpis@data.pl NIP:697-203-71-69

PROJEKT WYKONAWCZY

OBIEKT Przebudowa budynku biurowego w zakresie przebudowy systemu klimatyzacji – parter

ADRES UL. LESZCZYŃSKA 39, Kąkolewo, 64-100 LESZNO

INWESTOR NADLEŚNICTWO KARCZMA BOROWA

PROJEKTANT mgr inż. Leszek Kołodziej upr.WKP/0348/POOS/12 bez ograniczeń w specjalności instalacyjnej

Podpis DATA 29.09.2026

SKALA 1:100

BRANŻA SANITARNA

TYTUŁ RYSUNKU Rzut piętra instalacja klimatyzacji

RYS. S.2