


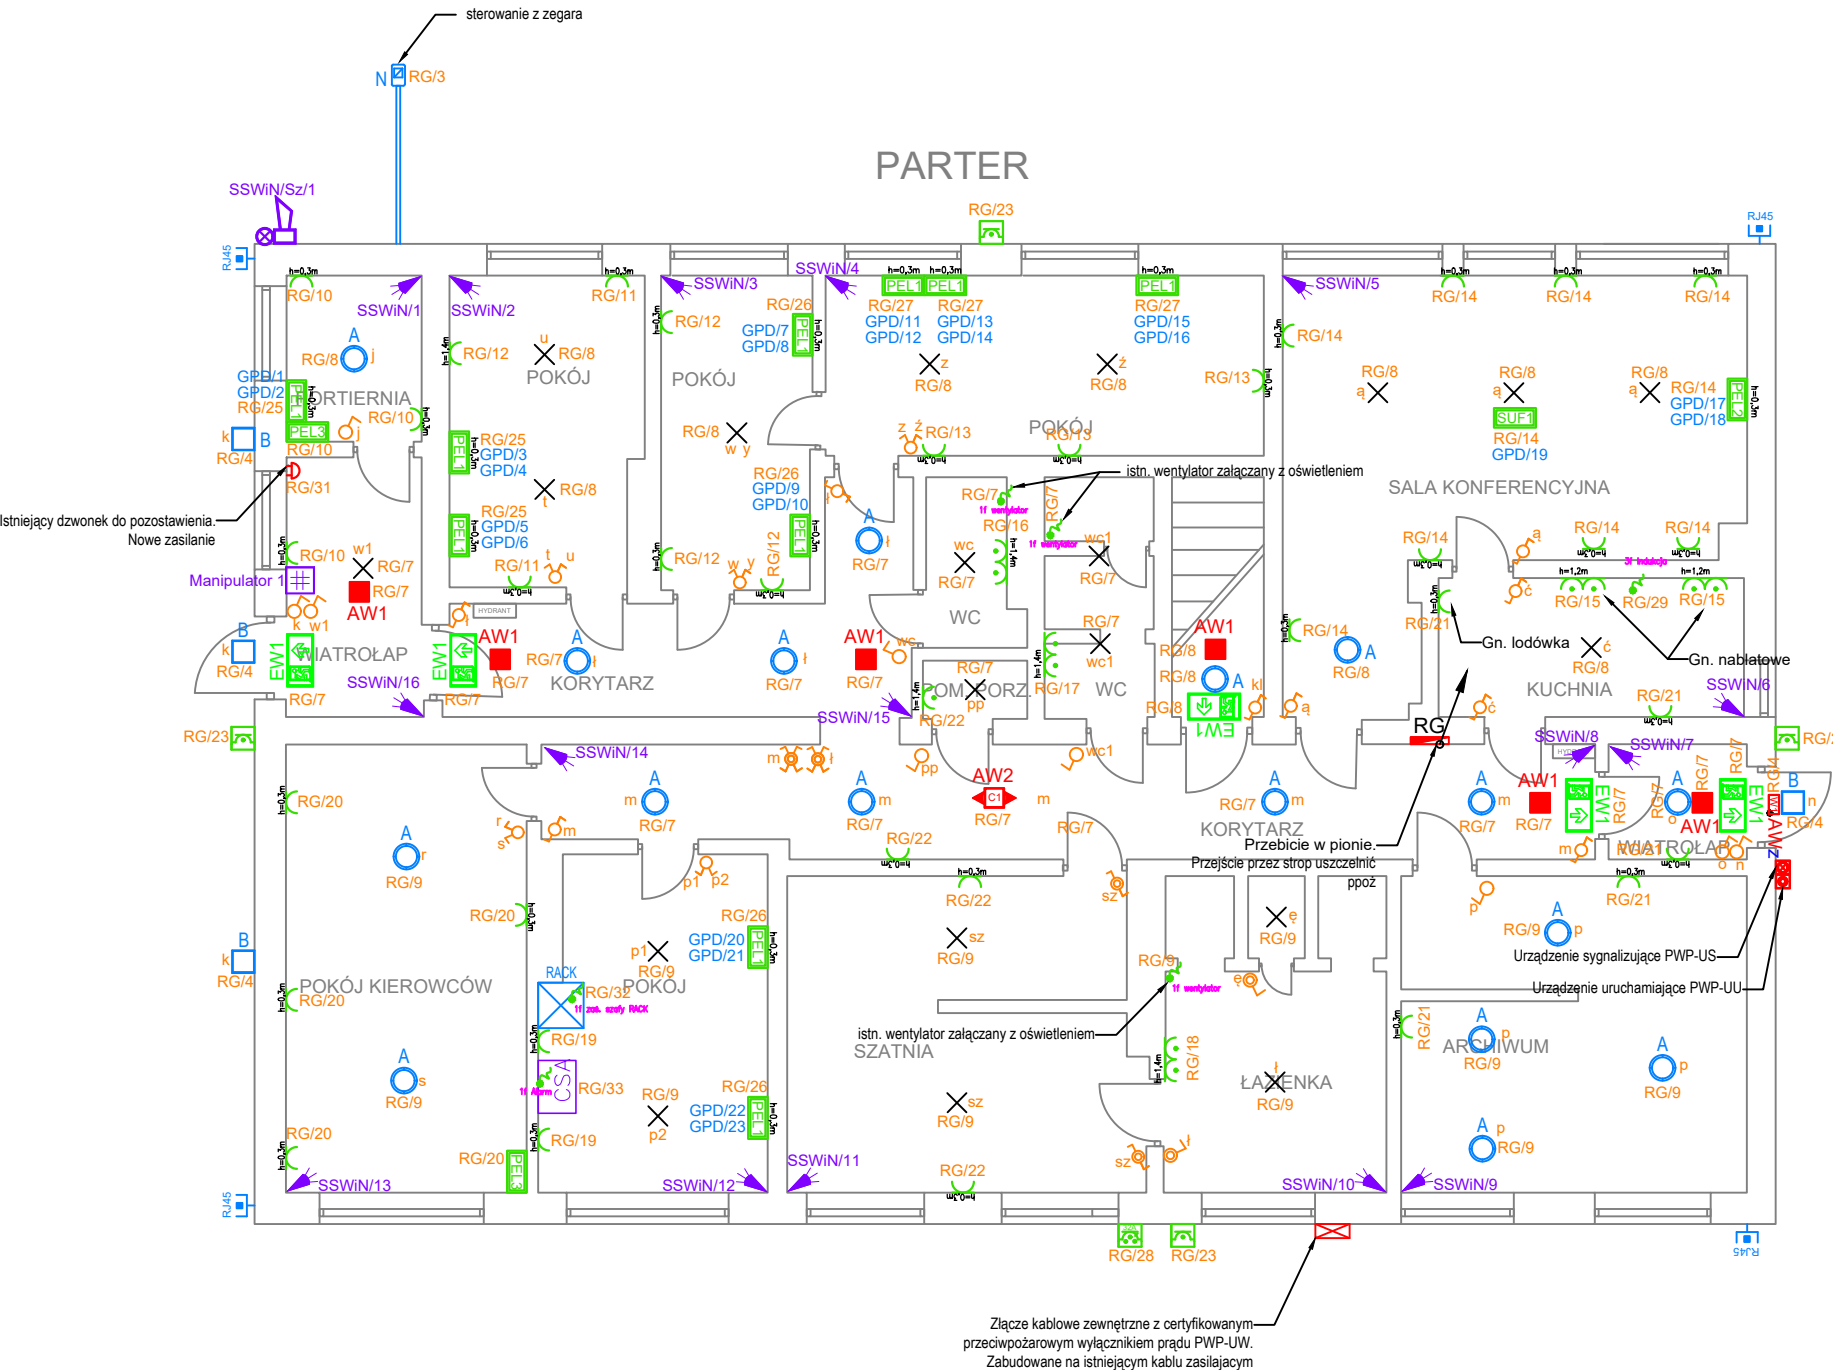

UWAGA: Podkład architektoniczny ma charakter poglądowy. Inwentaryzacja architektoniczna obiektu nie była przedmiotem opracowania. Wszystkie wymiary należy zweryfikować w naturze przed realizacją prac. W przypadku stwierdzenia rozbieżności, decyzje montażowe należy skonsultować z Inwestorem.

-  Czujka ruchu dualna PIR + MW montaż pod sufitem Hmin=2,8m
 -  Sygnalizator systemu alarmowego
 -  Centrala systemu alarmowego
 -  Manipulator systemu alarmowego montaż na ścianie H=1,5m
 -  Istniejące złącze kontrolne. Należy połączyć z nowoprojektowanym uziomem otokowym
 -  Projektowany uziom otokowy FeZn 25x4mm
 -  Istniejący przewód odprowadzający instalacji odgromowej
 -  LgYzO 16mm² - połączenie uziemienia z szyną uziemiającą w rozdzielnicy RG
 -  Koryto kablowe perforowane do kabli elektrycznych wysokość 60mm blacha 0,7mm ocynkowane
- UWAGA: Przejścia kablowe (o średnicy większej niż 4cm) przez stropy należy uszczelnić ppoż.

LEGENDA:

-  Pojedyncze gniazdo RJ45 kat. 6a natynkowe (pod montaż kamer)
-  Istniejąca oprawa oświetleniowa. Doprowadzić nowe kable N2XH-J 3x1,5mm²
-  Projektowane gniazdo (16A 230V) IP20 natynkowe
-  Projektowane gniazdo (16A 230V) IP20 podtynkowe
-  Projektowane gniazdo 16A 230V 2P+Z IP44 podtynkowe
-  Projektowane gniazdo 16A 230V na elewacji IP55
-  Projektowana rozdzielnica główna
-  Projektowana rozdzielnica piwnicy
-  Wypust zasilania urządzeń
-  Gniazdo trójfazowe 32A 400V IP55 natynkowe z rozłącznikiem
-  Projektowany zestaw gniazdowy SUF1 (rzutnik sufitowy) 1x gn ele + 1xRJ45 + 1xHDMI natynkowe
-  Projektowany zestaw gniazdowy PEL1 3x gn ele + 2xRJ45 ramka 4-krotna
-  Projektowany zestaw gniazdowy PEL2 4x gn ele + 2xRJ45 + 1xHDMI ramka 6-krotna
-  Projektowany zestaw gniazdowy PEL3 2x gn ele + 1xRTV-SAT ramka 3-krotna
-  Gniazdo trójfazowe 16A 400V + jednofazowe 16A 230V IP44 natynkowe z rozłącznikiem
-  Łącznik oświetleniowy pojedynczy IP20, 10A, montaż ramkowy h=1,1m
-  Łącznik oświetleniowy pojedynczy IP20, 10A, natynkowy h=1,1m
-  Łącznik oświetleniowy podwójny IP20, 10A, montaż ramkowy h=1,1m
-  Łącznik oświetleniowy schodowy IP20, 10A, montaż ramkowy h=1,1m
-  Łącznik oświetleniowy schodowy IP20, 10A, natynkowy h=1,1m
-  Łącznik oświetleniowy schodowy IP44, 10A, montaż ramkowy h=1,1m
-  Łącznik oświetleniowy pojedynczy IP44, 10A, montaż ramkowy h=1,1m
-  Łącznik oświetleniowy krzyżowy IP20, 10A, montaż ramkowy h=1,1m
-  Oprawa typu plafon z wymiennym źródłem światła na gwint E27
-  Oprawa typu plafon zewnętrzny IP 54 z wymiennym źródłem światła na gwint E27
-  Oprawa hermetyczna z wymiennym źródłem światła na gwint E27
-  Naświetlacz led 20W na wysięgniku 2m do oświetlenia szyldu i flagi.
-  Oprawa oświetlenia awaryjnego Ontec R M1
-  Oprawa oświetlenia awaryjnego Ontec R C1
-  Oprawa oświetlenia awaryjnego Ontec S W1 COLD
-  Oprawa oświetlenia ewakuacyjnego Ontec S M1
-  Oprawa oświetlenia ewakuacyjnego Ontec G

Inwestor:		 Generalna Dyrekcja Dróg Krajowych i Autostrad Brzeziny, ul. Kielecka 12 26-026 Morawica	
Biuro projektowe branżowe:		ElektroWar sp. z o.o. Gniewce 15C, 26-065 Piekoszków NIP 9592082544; REGON 541651804	
ELEKTRO War TEMAT: Modernizacja instalacji elektrycznych w budynku obwodu drogowego GDDKiA w Brzezinach			
LOKALIZACJA: Brzeziny, ul. Kielecka 12, 26-026 Morawica			
ETAP INWESTYCJI:		BRANŻA:	
PROJEKT WYKONAWCZY		INSTALACJE ELEKTRYCZNE	
TYTUŁ RYSUNKU : Rzut parteru - instalacje elektryczne		SKALA : 1:100	DATA : 07-2026
		NR RYSUNKU : E02	
PROJEKTANT : mgr inż. Dawid Łebek nr ewid. uprawnień: SWK/0091/PWBE/22 w specjalności instalacje elektryczne		PODPIS :	
SPRAWDZAJĄCY : mgr inż. Tomasz Warzycki nr ewid. uprawnień: SWK/0124/POOE/13 w specjalności instalacje elektryczne		PODPIS :	