


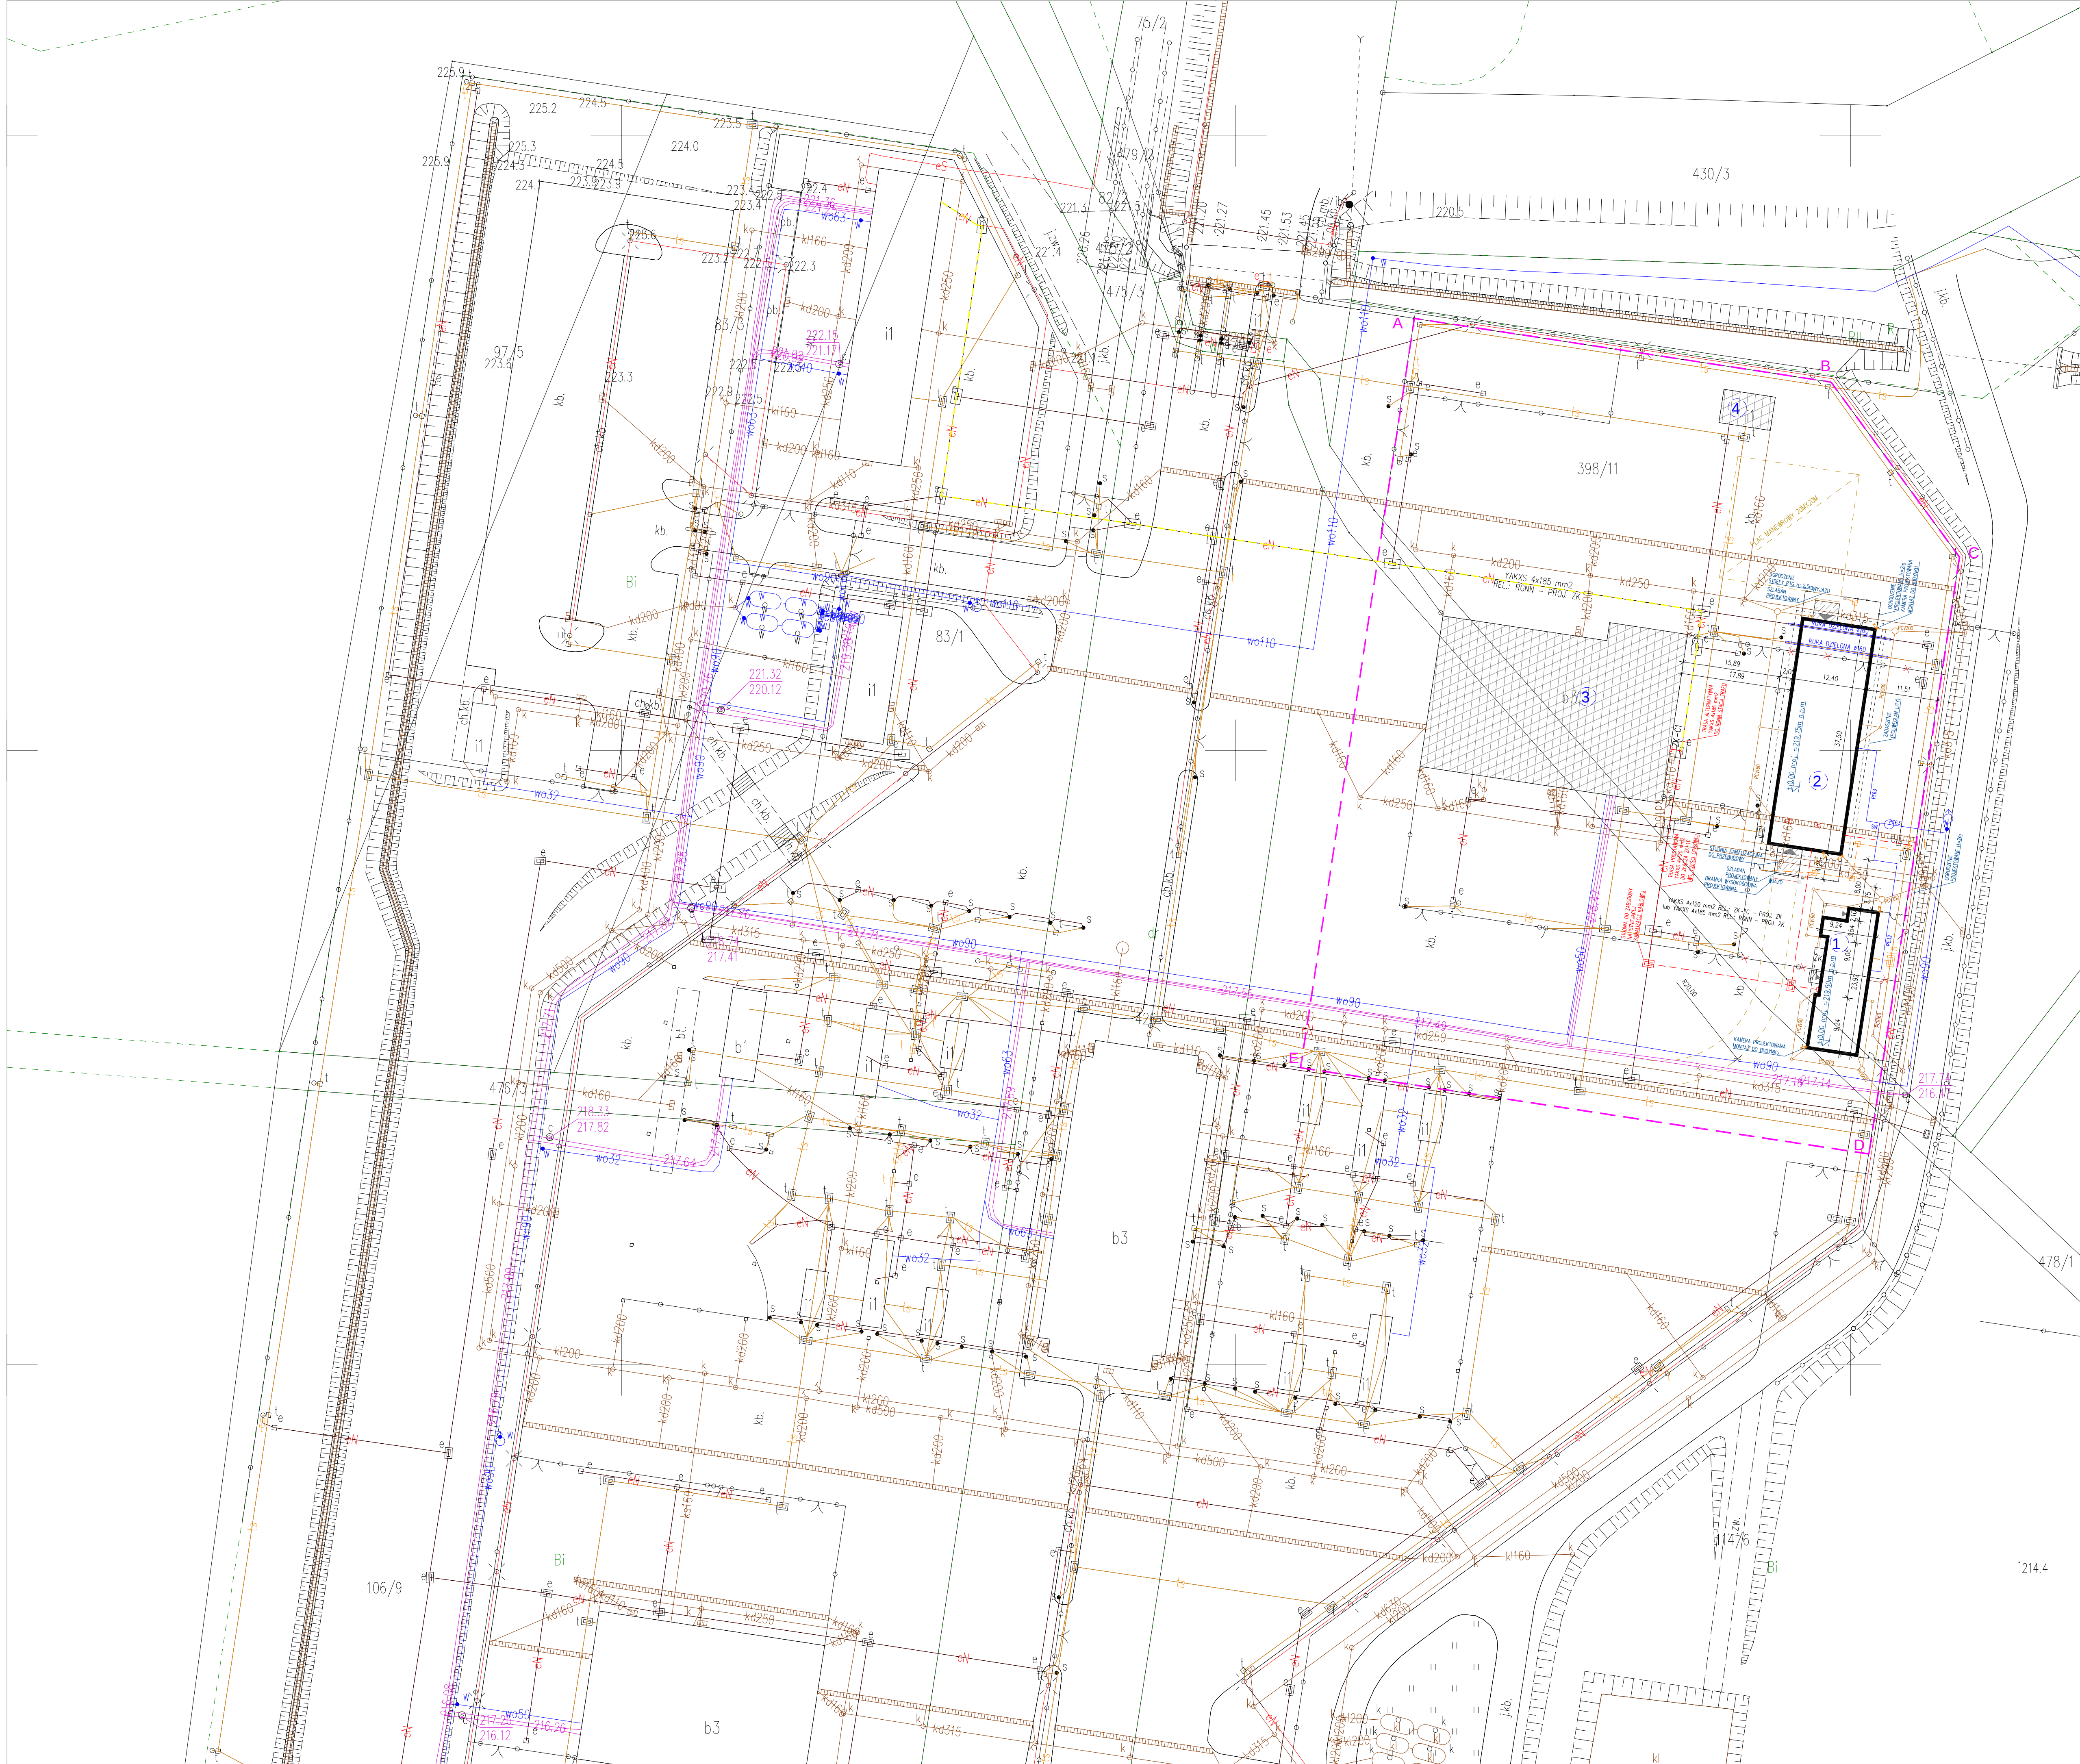

ZADANIE: ZAKUP STACJONARNEGO SKANERA RENTGENOWSKIEGO WYSOKOENERGETYCZNEGO NA DROGOWE PRZEJŚCIE GRANICZNE W MALHOWICACH WRAZ Z BUDOWĄ HALI ORAZ ZAPLECZĄ OPERATORSKIEGO

NAZWA OBIEKTU: BUDYNEK SKANERA RTG (BUDYNEK OBSŁUGI, HALA SKANERA RTG), PRZYŁĄCZA, UTWARDZENIA TERENU

ADRES OBIEKTU: DROGOWE PRZEJŚCIE GRANICZNE W MALHOWICACH 37-733 MALHOWICE

KAT. OBIEKTU: XII

NR EWID. DZIAŁKI: 398/11

IDENTYFIKATOR: 181308_2.0008.398/11

GRANICE TERENU: (A-B-C-D-E-A)

OPRACOWANIA: 1:500

SKALA: 1:500

INWESTOR: IZBA ADMINISTRACJI SKARBOWEJ W RZESZOWIE

ADRES INWESTORA: UL. GEODETÓW 1, 35-959 RZESZÓW

UWAGA
W przypadku konieczności należy odpowiednio ukształtować teren przyległy do projektowanych budynków tak, aby uniemożliwić napływ wód opadowych w kierunku obiektów.

LEGENDA ELEMENTÓW ISTNIEJĄCYCH

SYMBOL	OPIS SYMBOLU
	OBIEKT ISTNIEJĄCY
	TEREN ZIELONY
	SIEĆ ENERGETYCZNA
	STUDNIA KAN. ENERGETYCZNEJ
	SŁUP OŚWIETLENIA ZEWNĘTRZNEGO
	SIEĆ TELETECHNICZNA
	STUDNIA KAN. TELETECHNICZNEJ
	SIEĆ OGRZEWNICZA
	SIEĆ WODOCIĄGOWA
	HYDRANT
	SIEĆ KANALIZACJI SANITARNEJ
	SIEĆ KANALIZACJI DESZCZOWEJ
	WPŁUST KANALIZACJI DESZCZOWEJ
	STUDNIA KANALIZACYJNA
	OGRODZENIE
	ELEMENTY DO LIKWIDACJI

LEGENDA ELEMENTÓW PROJEKTOWANYCH

SYMBOL	OPIS SYMBOLU
	OBIEKTY PROJEKTOWANE
	WEJŚCIE DO BUDYNKU
	STREFA BEZPIECZEŃSTWA RTG
	PRZYŁĄCZE KAN. SANITARNEJ
	PRZYŁĄCZE KAN. DESZCZOWEJ
	WPŁUST KANALIZACJI DESZCZOWEJ
	ODWODNIENIE LINOWE
	PRZYŁĄCZE WODOCIĄGOWE
	HYDRANT
	PRZYŁĄCZE ENERGETYCZNE
	ZŁĄCZCE KABLOWE NA ELEWACJI
	RURY OSŁONOWE WG PROJ. BRANŻ.
	OGRODZENIE H=2m

BILANS POWIERZCHNI TERENU:			
LP.	PRZEDMIOT WYKAZU	POW. [m²]	UDZIAŁ [%]
-	POWIERZCHNIA OBSZARU OPRACOWANIA A-B-C-D-E-A	11794	100
OBIEKTY BUDOWLANE PROJEKTOWANE			
1	BUDYNEK OBSŁUGI	196,59	1,67
2	HALA SKANERA	464,97	3,94
OBIEKTY BUDOWLANE ISTNIEJĄCE			
3	BUDYNEK KONTROLI SZCZEGÓŁOWYCH	1025,45	8,69
4	BUDYNEK ALKOHOLI	46,33	0,39
UTWARDZENIA			
5	ISTNIEJĄCE UTWARDZENIA NA OBSZARZE OPRACOWANIA	9675,16	82,04
TERENY ZIELONE			
6	ISTNIEJĄCE TERENY ZIELONE NA OBSZARZE OPRACOWANIA	385,50	3,27

ARCH-BUD JULIUSZ MATUSZ
UL. ŁUKASZYŃSKA 21/1 21-500 BIAŁA PODLASKA
TEL. 510-506-501 EMAIL: JULIUSZMATUSZ@GMAIL.COM



NAZWA INWESTYCJI: ZAKUP STACJONARNEGO SKANERA RENTGENOWSKIEGO WYSOKOENERGETYCZNEGO NA DROGOWE PRZEJŚCIE GRANICZNE W MALHOWICACH WRAZ Z BUDOWĄ HALI ORAZ ZAPLECZĄ OPERATORSKIEGO

NAZWA OBIEKTÓW: HALA RTG ORAZ BUDYNEK OBSŁUGI

ADRES OBIEKTÓW: MALHOWICE – NIŻANKOWICE DROGOWE PRZEJŚCIE GRANICZNE 37-733 MALHOWICE IDENTYFIKATOR DZIAŁKI 181308_2.0008.398/11

BRANŻA: OGÓLNOBUDOWLANA

NAZWA RYSUNKU	KONCEPCJA ZAGOSPODAROWANIA TERENU	DATA	SKALA	NR RYS.
PROJEKTANT: MGR INŻ. ARCH. A. FILIPIK	upr. budowane do projektowania w specjalności architektury i zagospodarowania terenu, ograniczeń nr 22/1004/09			
PROJEKTANT: MGR INŻ. J. MATUSZ	upr. budowane do projektowania w specjalności architektury i zagospodarowania terenu, ograniczeń nr 108/0362/PB6/15			
PROJEKTANT: MGR INŻ. A. MARUSZAK	upr. budowane do projektowania w specjalności architektury i zagospodarowania terenu, ograniczeń nr 108/0362/PB6/15	11.2025r	1:500	Z1
PROJEKTANT: MGR INŻ. P. PAWLÓWSKI	upr. budowane do projektowania w specjalności architektury i zagospodarowania terenu, ograniczeń nr 108/0362/PB6/15			

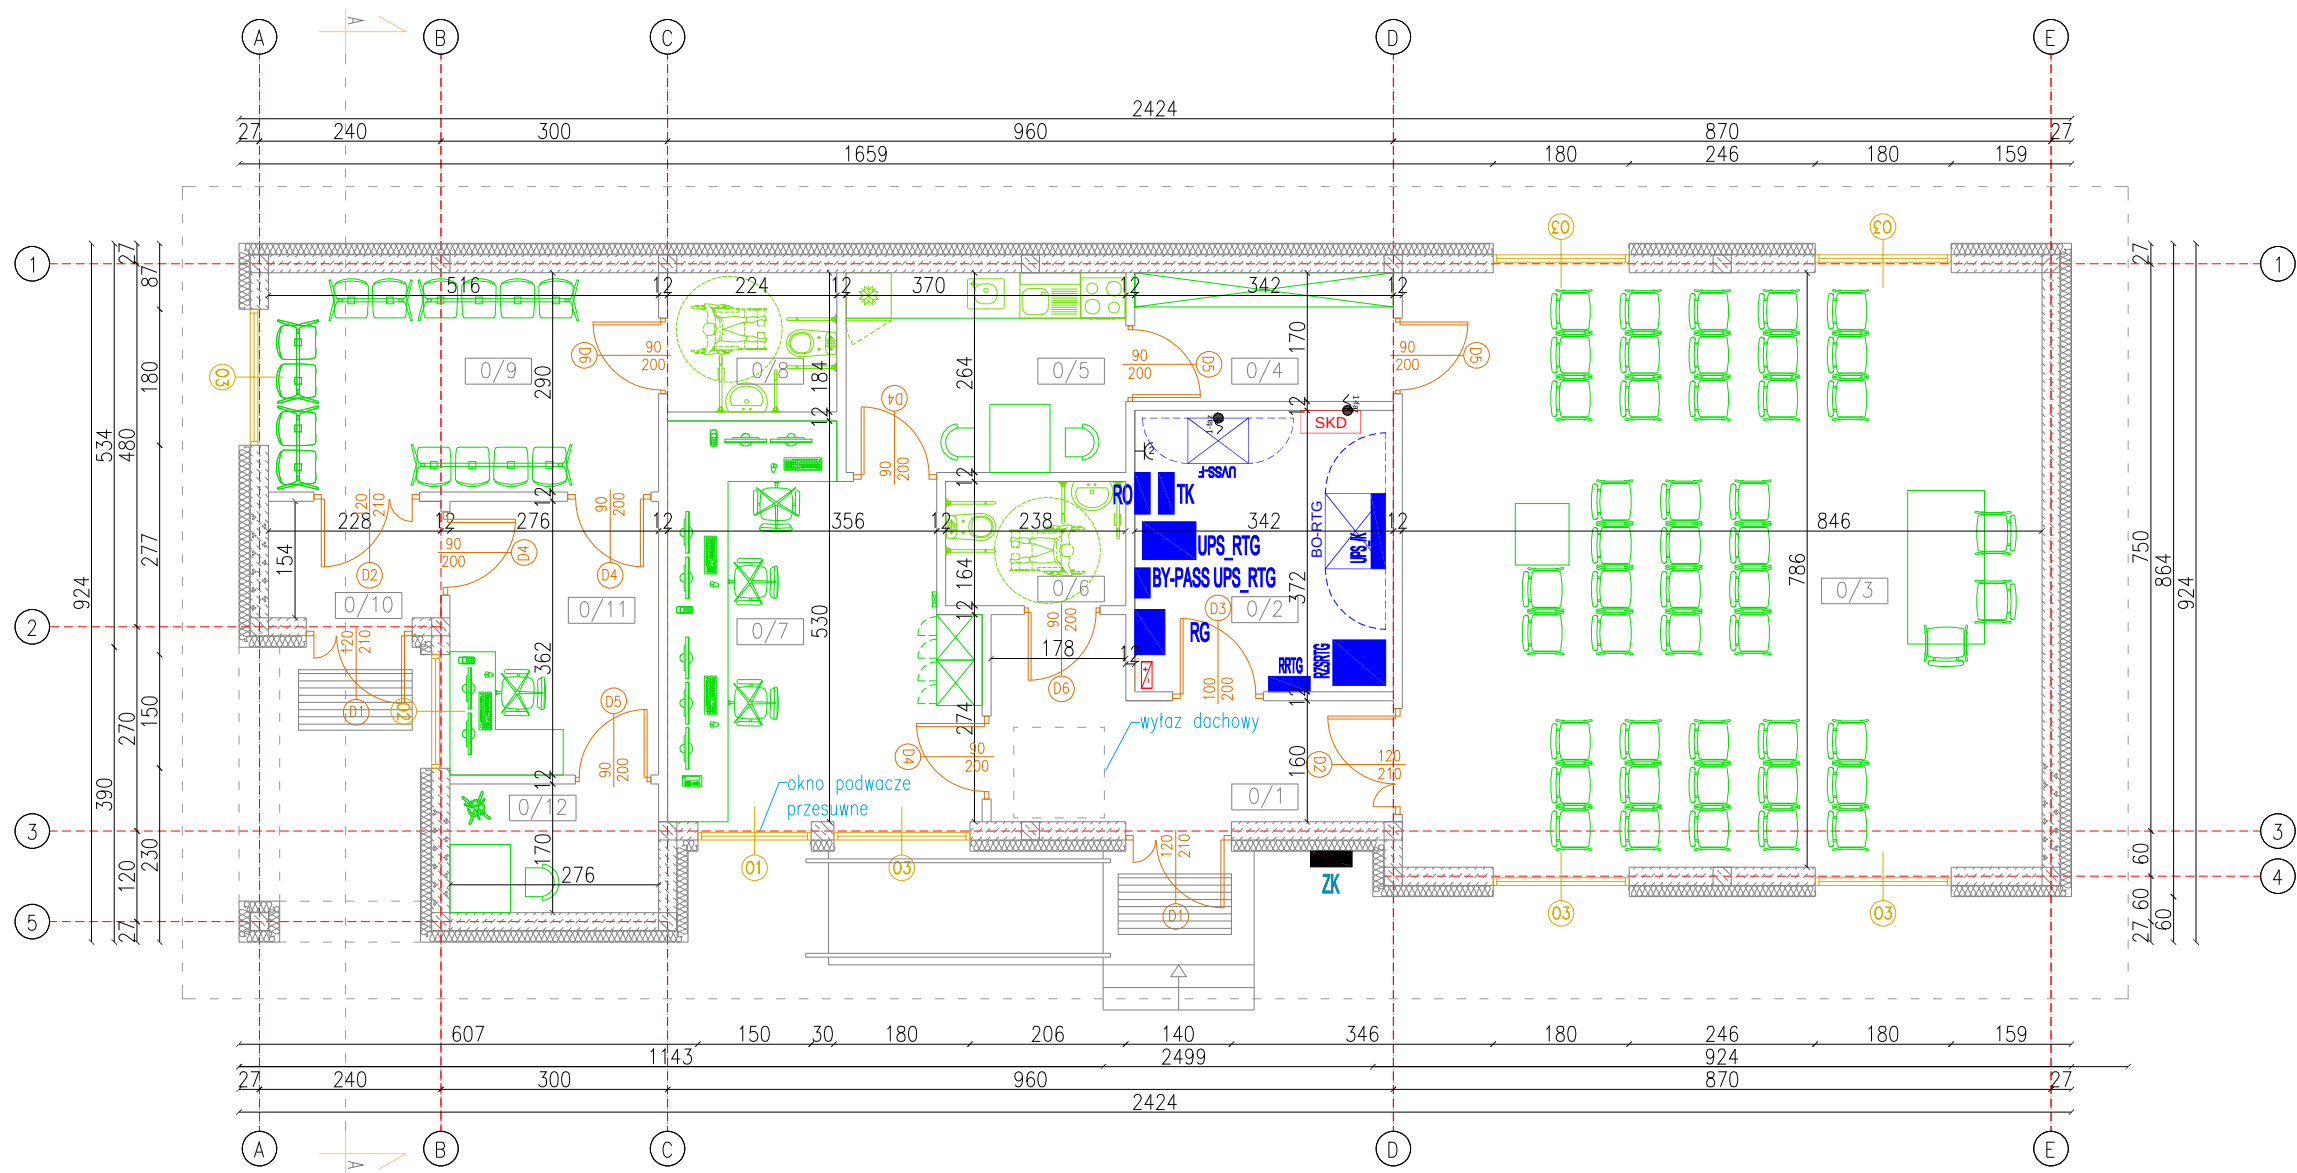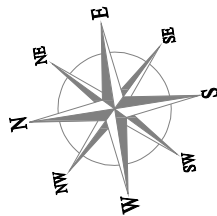

WYKAZ POMIESZCZEŃ BUDYNKU OBSŁUGI:			
NUMER	POMIESZCZENIE	RODZAJ POSADZKI	POWIERZCHNIA
0/1	WIATROŁAP	TERAKOTA	10,54m ²
0/2	SERWEROWNIA	TERAKOTA	12,72m ²
0/3	SALA SZKOLENIOWA	TERAKOTA	66,50m ²
0/4	MAGAZYNEK	TERAKOTA	5,79m ²
0/5	POM. SOCJALNE	TERAKOTA	9,77m ²
0/6	WC	TERAKOTA	3,90m ²
0/7	POM. OBSŁUGI	TERAKOTA	19,46m ²
0/8	WC	TERAKOTA	4,12m ²
0/9	POCZEKALNIA	TERAKOTA	14,96m ²
0/10	WIATROŁAP	TERAKOTA	3,51m ²
0/11	POM. KONTROLI	TERAKOTA	9,99m ²
0/12	POM. KONT. OSOB.	TERAKOTA	4,69m ²
			165,95m ²



ARCH-BUD JULIUSZ MATUSZ
UL. ŁUKASZYŃSKA 21/1 21-500 BIAŁA PODLASKA
TEL. 510-506-501 EMAIL: JULIUSZMATUSZ@GMAIL.COM

NAZWA INWESTYCJI	ZAKUP STACJONARNEGO SKANERA RENTGENOWSKIEGO WYSOKOENERGETYCZNEGO NA DROGOWE PRZEJŚCIE GRANICZNE W MALHOWICACH WRAZ Z BUDOWĄ HALI ORAZ ZAPLECZA OPERATORSKIEGO					
NAZWA OBIEKTU	BUDYNEK OBSŁUGI					
ADRES OBIEKTU	MALHOWICE – NIŻANKOWICE DROGOWE PRZEJŚCIE GRANICZNE 37-733 MALHOWICE IDENTYFIKATOR DZIAŁKI 181308_2.0008.398/11					
BRANŻA	ARCHITEKTURA/KONSTRUKCJA					
NAZWA RYSUNKU	RZUT PRZYZIEMIA					
PROJEKTANT	MGR INŻ. ARCH. A. FILIPIUK	upr. budowlane do projektowania w specjalności architektonicznej bez ograniczeń nr 52/LOIA/09		DATA	SKALA	NR RYS.
PROJEKTANT	MGR INŻ. J. MATUSZ	upr. budowlane do projektowania w specjalności konstr.-bud. bez ograniczeń nr LUB/0362/PBkb/15		11.2025r	1:100	B1

ŚCIANY ZEWNĘTRZNE:

- [C1]

ŚCIANA ZEWNĘTRZNA (PRZYZIEMIE)

– płytka klinkierowa

– izolacja termiczna styropian XPS

– izolacja przeciwwilgociowa

– ściana murowana/błoczki betonowe

2cm

12cm

24cm
- [C2]

ŚCIANA ZEWNĘTRZNA (PRZYZIEMIE)

– tynk cienkowarstwowy na siatce zbrojącej

– izolacja termiczna styropian XPS

– izolacja przeciwwilgociowa

– ściana murowana/błoczki betonowe

– tynk wewnętrzny

12cm

24cm

- [S1]

ŚCIANA ZEWNĘTRZNA

– tynk cienkowarstwowy na siatce zbrojącej

– izolacja termiczna styropian EPS100

– ściana murowana

– ruszt systemowy/wetna mineralna

– pustka instalacyjna

– zabudowa na stelażu

– warstwa wykończeniowa

15cm

24cm

ŚCIANY WEWNĘTRZNE:

- [Sw1]

ŚCIANA WEWNĘTRZNA

– tynk wewnętrzny

– ściana murowana

– tynk wewnętrzny

12cm
- [Sw2]

ŚCIANA WEWNĘTRZNA

– tynk wewnętrzny

– ściana murowana

– ruszt systemowy/wetna mineralna

– pustka instalacyjna

– zabudowa na stelażu

– warstwa wykończeniowa

12cm

POSADZKI:

- [P1]

POSADZKA NA GRUNCIE

– warstwa wykończeniowa

– posadzka betonowa

– warstwa rozdzielająca – folia PE

– izolacja termiczna – styropian podłogowy

– izolacja przeciwwilgociowa – folia PE

– podbudowa górna – beton

– podbudowa pośrednia – podsypka piaskowa zagęszczona

8cm

12cm

10cm

DACHY:

- [D1]

DACH

– blacha płaska łączona na rąbek stojący

– paroizolacja – membrana

– więźba dachowa wg projektu konstrukcji

– termoizolacja – płyty wełny mineralnej

– konstrukcja nośna wg projektu konstrukcji

* w pomieszczeniach wg opisu na rzucie piętra:


– pustka instalacyjna

– sufit podwieszany kasetonowy

20cm

26cm


UWAGA:
w pomieszczeniach mokrych
2xfolia w płynie na jastrychu

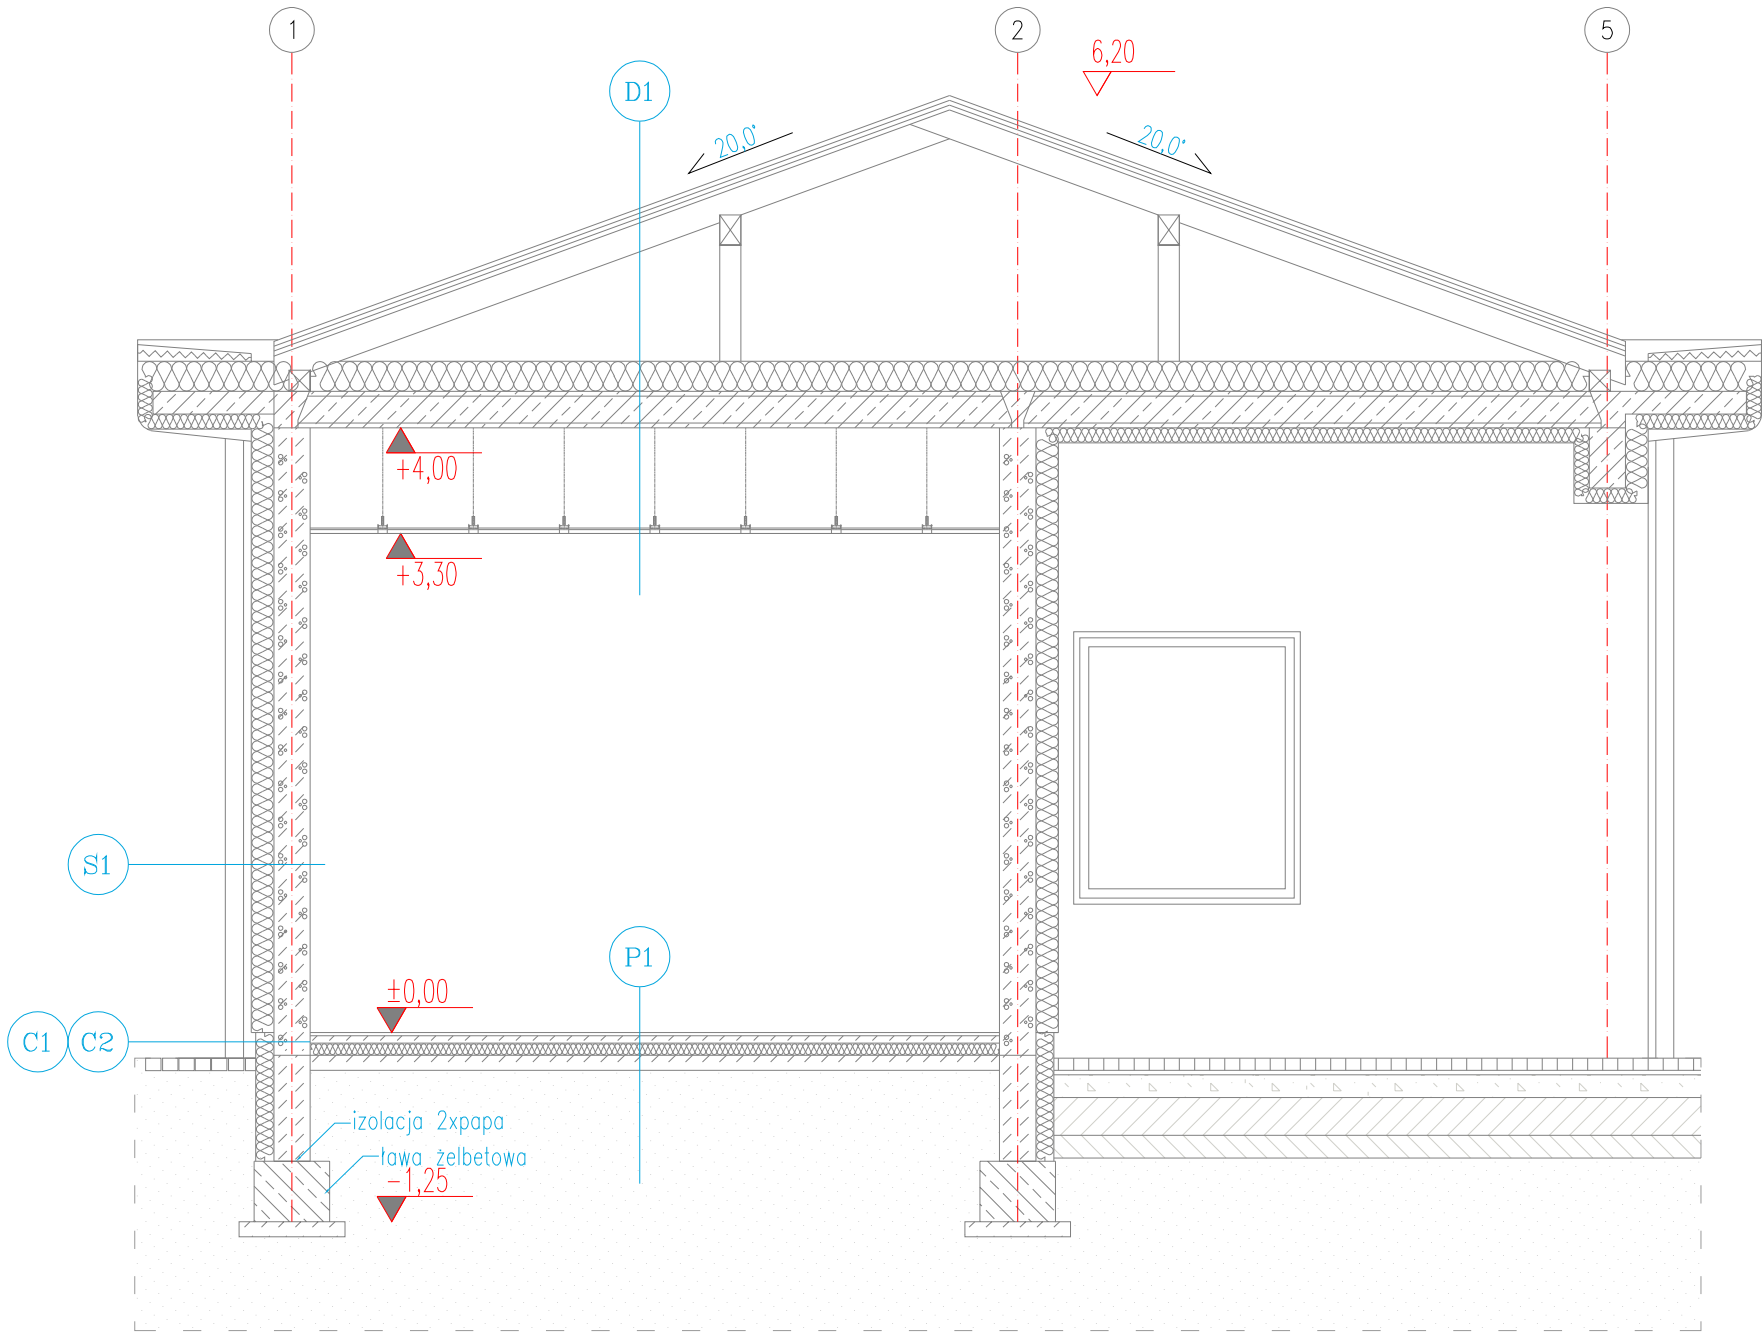


	ARCH-BUD JULIUSZ MATUSZ UL. ŁUKASZYŃSKA 21/1 21-500 BIAŁA PODLASKA TEL. 510-506-501 EMAIL: JULIUSZMATUSZ@GMAIL.COM					
	NAZWA INWESTYCJI	ZAKUP STACJONARNEGO SKANERA RENTGENOWSKIEGO WYSOKOENERGETYCZNEGO NA DROGOWE PRZEJŚCIE GRANICZNE W MALHOWICACH WRAZ Z BUDOWĄ HALI ORAZ ZAPLECZA OPERATORSKIEGO				
	NAZWA OBIEKTU	BUDYNEK OBSŁUGI				
	ADRES OBIEKTU	MALHOWICE – NIŻANKOWICE DROGOWE PRZEJŚCIE GRANICZNE 37-733 MALHOWICE IDENTYFIKATOR DZIAŁKI 181308_2.0008.398/11				
	BRANŻA	ARCHITEKTURA/KONSTRUKCJA				
	NAZWA RYSUNKU	PRZĘKRÓJ A-A				
PROJEKTANT	MGR INŻ. ARCH. A. FILIPIUK	upr. budowlane do projektowania w specjalności architektonicznej bez ograniczeń nr 52/LOIA/09		DATA	SKALA	NR RYS.
PROJEKTANT	MGR INŻ. J. MATUSZ	upr. budowlane do projektowania w specjalności konstr.-bud. bez ograniczeń nr LUB/0362/PBkb/15		11.2025r	1:50	B2




ELEWACJA WSCHODNIA skala 1:100

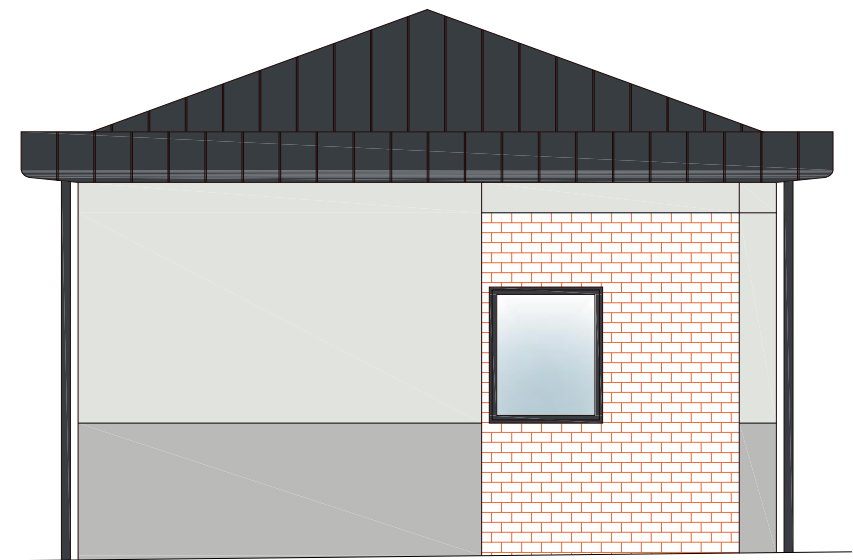

ELEWACJA PÓŁNOCNA skala 1:100

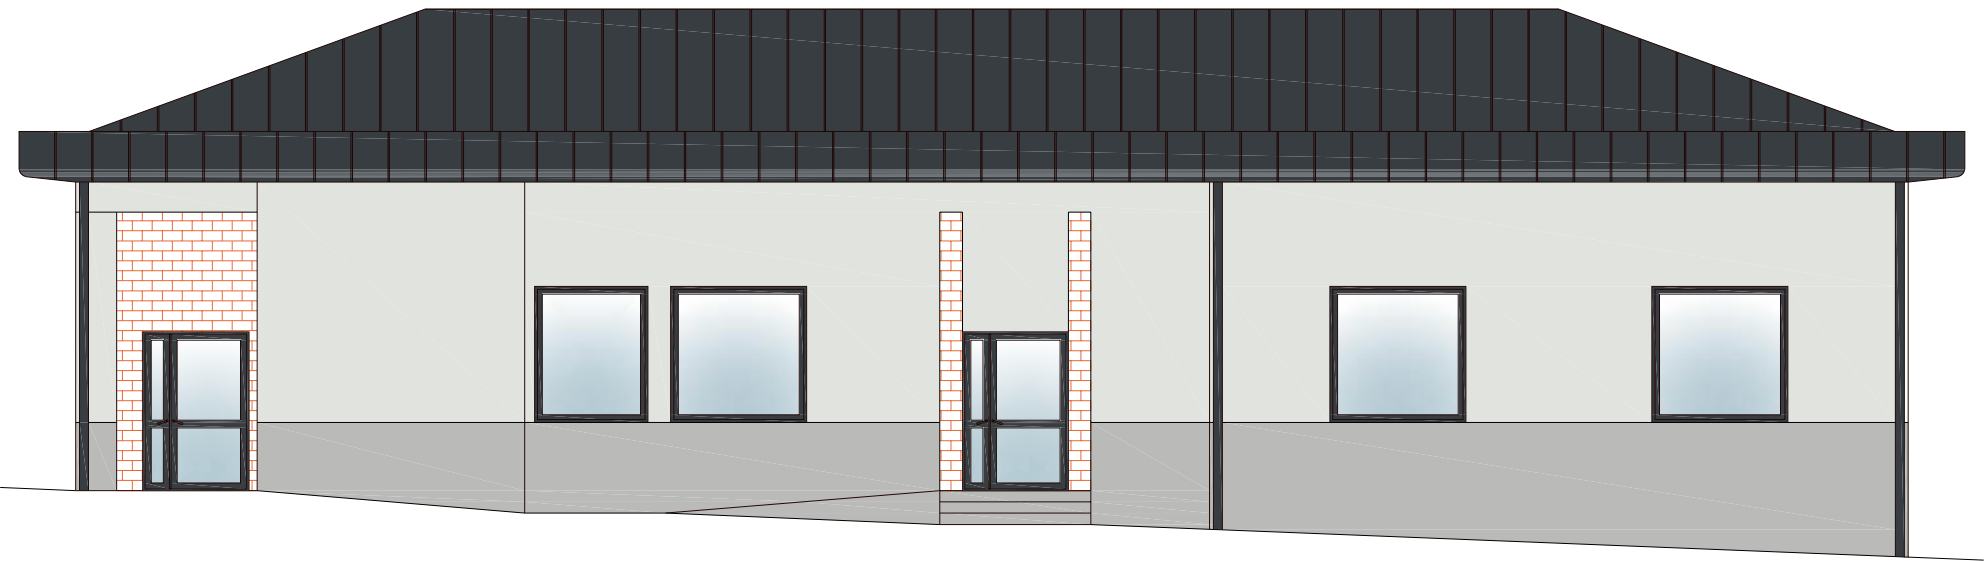


ELEWACJA ZACHODNIA skala 1:100

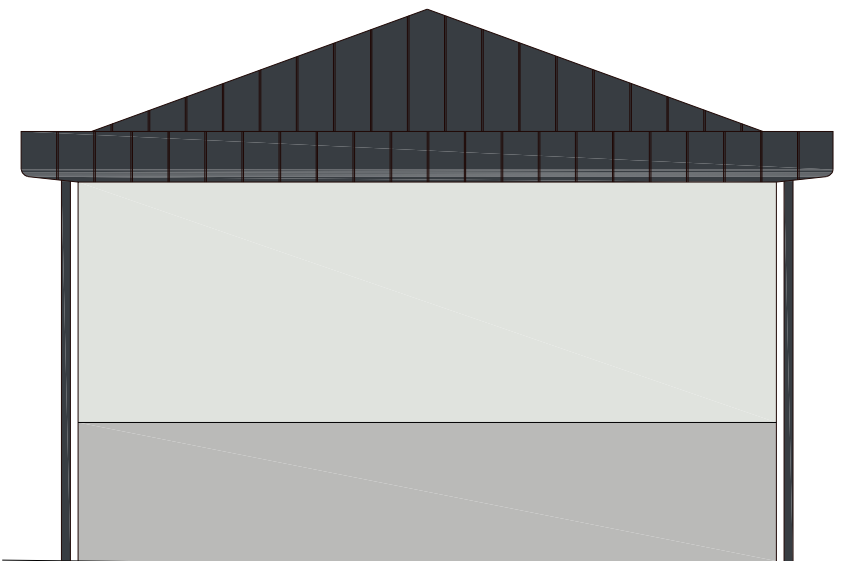

ELEWACJA POŁUDNIOWA skala 1:100

- Kolorystyka:
1. Dach - blacha płaska łączona na rąbek stojący w kolorze RAL 7016
 2. Gzyms - blacha płaska łączona na rąbek stojący w kolorze RAL 7016
 3. Ściana - tynk silikonowy w kolorze np. GRE 6640 lub równoważny
 4. Ściana - tynk silikonowy w kolorze np. GRE 6620 lub równoważny
 5. Cokół - płytki klinkierowa w kolorze czerwonym, spoina w kolorze grafitowym
 6. Stolarka drzwiowa - aluminiowa w kolorze RAL 9006
 7. Obróbka blacharska - w kolorze RAL 7016
 8. Czerpnie powietrza - osłonięte żaluzjami w kolorze RAL 7035

		ARCH-BUD JULIUSZ MATUSZ UL. ŁUKASZYŃSKA 21/1 21-500 BIAŁA PODLASKA TEL. 510-506-501 EMAIL: JULIUSZMATUSZ@GMAIL.COM				
NAZWA INWESTYCJI		ZAKUP STACJONARNEGO SKANERA RENTGENOWSKIEGO WYSOKOENERGETYCZNEGO NA DROGOWE PRZEJŚCIE GRANICZNE W MALHOWICACH WRAZ Z BUDOWĄ HALI ORAZ ZAPLECZA OPERATORSKIEGO				
NAZWA OBIEKTU		BUDYNEK OBSŁUGI				
ADRES OBIEKTU		MALHOWICE – NIŻANKOWICE DROGOWE PRZEJŚCIE GRANICZNE 37-733 MALHOWICE IDENTYFIKATOR DZIAŁKI 181308_2.0008.398/11				
BRANŻA		ARCHITEKTURA/KONSTRUKCJA				
NAZWA RYSUNKU		ELEWACJE				
PROJEKTANT	MGR INŻ. ARCH. A. FILIPIUK	upr. budowlane do projektowania w specjalności architektonicznej bez ograniczeń nr 52/LOIA/09		DATA	SKALA	NR RYS.
	MGR INŻ. J. MATUSZ	upr. budowlane do projektowania w specjalności konstr.-bud. bez ograniczeń nr LUB/0362/PBkb/15		11.2025r	1:100	B3

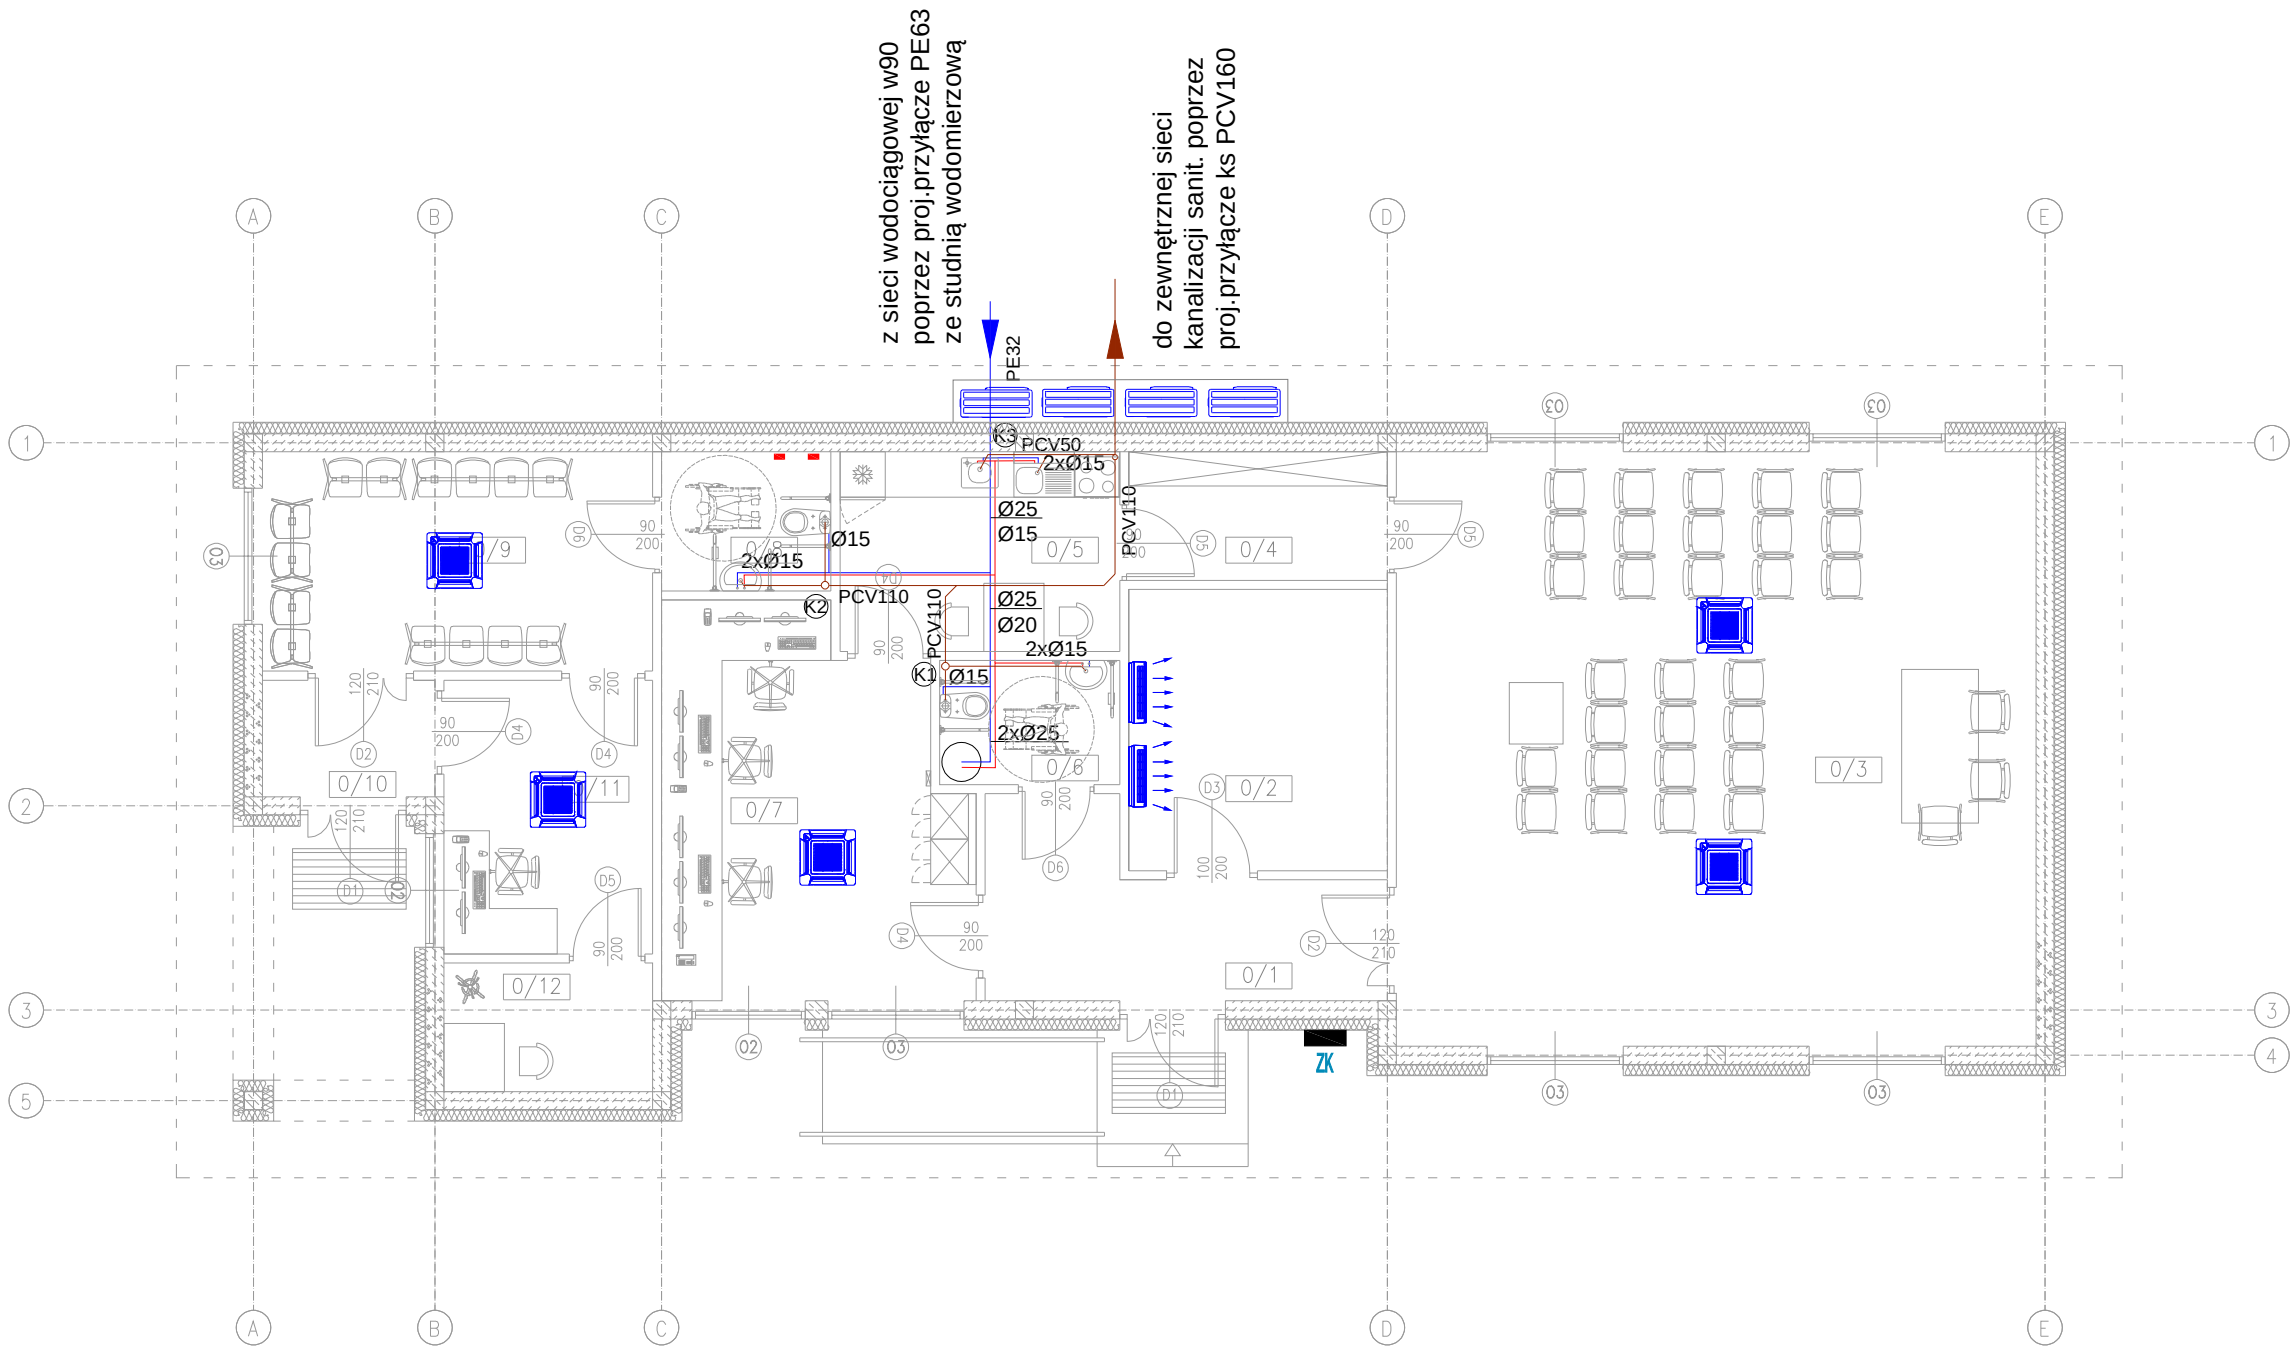

WYKAZ POMIESZCZEŃ BUDYNKU OBSŁUGI:			
NUMER	POMIESZCZENIE	RODZAJ POSADZKI	POWIERZCHNIA
0/1	WIATROŁAP	TERAKOTA	10,54m ²
0/2	SERWEROWNIA	TERAKOTA	12,72m ²
0/3	SALA SZKOLENIOWA	TERAKOTA	66,50m ²
0/4	MAGAZYNEK	TERAKOTA	5,79m ²
0/5	POM. SOCJALNE	TERAKOTA	9,77m ²
0/6	WC	TERAKOTA	3,90m ²
0/7	POM. OBSŁUGI	TERAKOTA	19,46m ²
0/8	WC	TERAKOTA	4,12m ²
0/9	POCZEKALNIA	TERAKOTA	14,96m ²
0/10	WIATROŁAP	TERAKOTA	3,51m ²
0/11	POM. KONTROLI	TERAKOTA	9,99m ²
0/12	POM. KONT. OSOB.	TERAKOTA	4,69m ²
			165,95m ²

LEGENDA:

- woda zimna inst.wodociągowej
- woda ciepła inst.wodociągowej

Na wejściu do budynku zamontować zawór odcinający i zawór pierwszeństwa ppoż.

- zasobnik cwu o poj. 100l, powieszony pod stropem


Rurociągi inst.wodociągowej wykonać z rur PE-RT i izolować otulinami z pianki PE o grubości zgodnej z rozporządzeniem.

Typoszere średnicy przewodów wody zimnej i ciepłej:
Ø15 - PE20x2,8
Ø20 - PE25x3,5
Ø25 - PE32x4,4


- inst.kanalizacji deszczowej PCV 40-110
- pion kanalizacji sanitarnej PCV110, wyprowadzony ponad dach budynku i zakończony wywiewką wentylacyjną PCV160
- pion kanalizacji sanitarnej PCV70, wyprowadzony ponad dach budynku i zakończony wywiewką wentylacyjną PCV110

 ARCH-BUD JULIUSZ MATUSZ UL. ŁUKASZYŃSKA 21/1 21-500 BIAŁA PODLASKA TEL. 510-506-501 EMAIL: JULIUSZMATUSZ@GMAIL.COM						
NAZWA INWESTYCJI	ZAKUP STACJONARNEGO SKANERA RENTGENOWSKIEGO WYSOKOENERGETYCZNEGO NA DROGOWE PRZEJŚCIE GRANICZNE W MALHOWICACH WRAZ Z BUDOWĄ HALI ORAZ ZAPLECZA OPERATORSKIEGO					
NAZWA OBIEKTU	BUDYNEK OBSŁUGI					
ADRES OBIEKTU	MALHOWICE – NIŻANKOWICE DROGOWE PRZEJŚCIE GRANICZNE 37-733 MALHOWICE IDENTYFIKATOR DZIAŁKI 181308_2.0008.398/11					
BRANŻA	SANITARNA					
NAZWA RYSUNKU	RZUT PRZYZIEMIA – INST.WOD-KAN					
PROJEKTANT	MGR INŻ. A. MARUSZAK	upr. budowlane do projektowania w specjalności sanitarnej bez ograniczeń nr LUB/0389/PBS/17		DATA	SKALA	NR RYS.
PROJEKTANT				11.2025r	1:100	SB1

WYKAZ POMIESZCZEŃ BUDYNKU OBSŁUGI:			
NUMER	POMIESZCZENIE	RODZAJ POSADZKI	POWIERZCHNIA
0/1	WIATROŁAP	TERAKOTA	10,54m ²
0/2	SERWEROWNIA	TERAKOTA	12,72m ²
0/3	SALA SZKOLENIOWA	TERAKOTA	66,50m ²
0/4	MAGAZYNEK	TERAKOTA	5,79m ²
0/5	POM. SOCJALNE	TERAKOTA	9,77m ²
0/6	WC	TERAKOTA	3,90m ²
0/7	POM. OBSŁUGI	TERAKOTA	19,46m ²
0/8	WC	TERAKOTA	4,12m ²
0/9	POCZEKALNIA	TERAKOTA	14,96m ²
0/10	WIATROŁAP	TERAKOTA	3,51m ²
0/11	POM. KONTROLI	TERAKOTA	9,99m ²
0/12	POM. KONT. OSOB.	TERAKOTA	4,69m ²
			165,95m ²

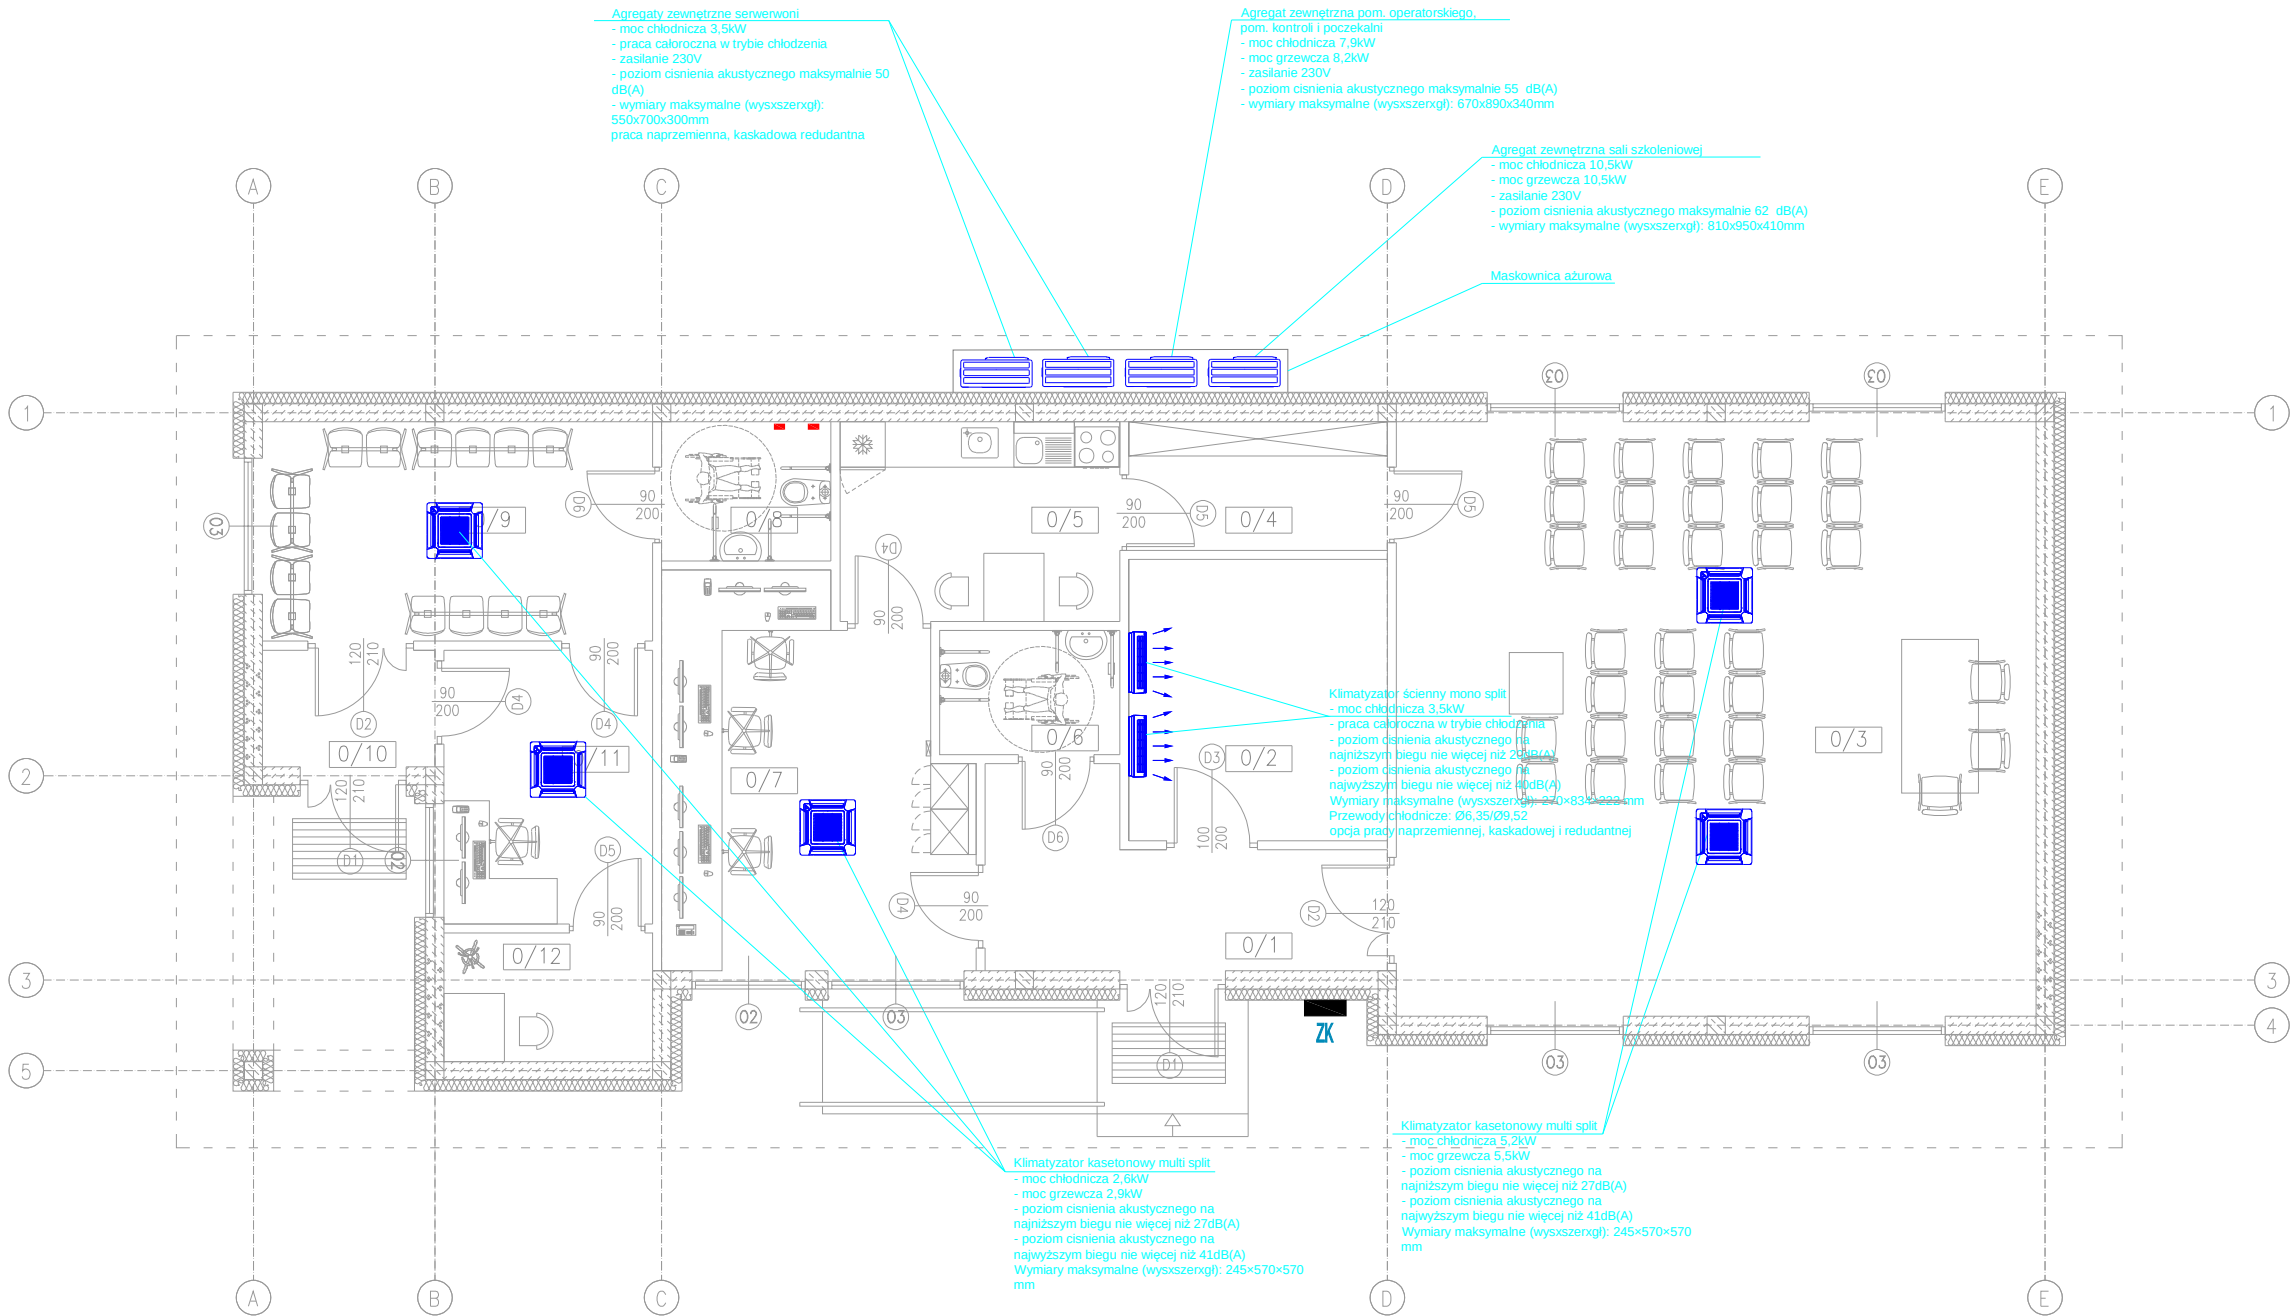

	ARCH-BUD JULIUSZ MATUSZ UL. ŁUKASZYŃSKA 21/1 21-500 BIAŁA PODLASKA TEL. 510-506-501 EMAIL: JULIUSZMATUSZ@GMAIL.COM					
	NAZWA INWESTYCJI	ZAKUP STACJONARNEGO SKANERA RENTGENOWSKIEGO WYSOKOENERGETYCZNEGO NA DROGOWE PRZEJŚCIE GRANICZNE W MALHOWICACH WRAZ Z BUDOWĄ HALI ORAZ ZAPLECZA OPERATORSKIEGO				
NAZWA OBIEKTU	BUDYNEK OBSŁUGI					
ADRES OBIEKTU	MALHOWICE – NIŻANKOWICE DROGOWE PRZEJŚCIE GRANICZNE 37-733 MALHOWICE IDENTYFIKATOR DZIAŁKI 181308_2.0008.398/11					
BRANŻA	SANITARNA					
NAZWA RYSUNKU	RZUT PRZYZIEMIA – INST.KLIMATYZACJI					
PROJEKTANT	MGR INŻ. A. MARUSZAK	upr. budowlane do projektowania w specjalności sanitarnej bez ograniczeń nr LUB/0389/PBS/17		DATA	SKALA	NR RYS.
PROJEKTANT				11.2025r	1:100	SB2

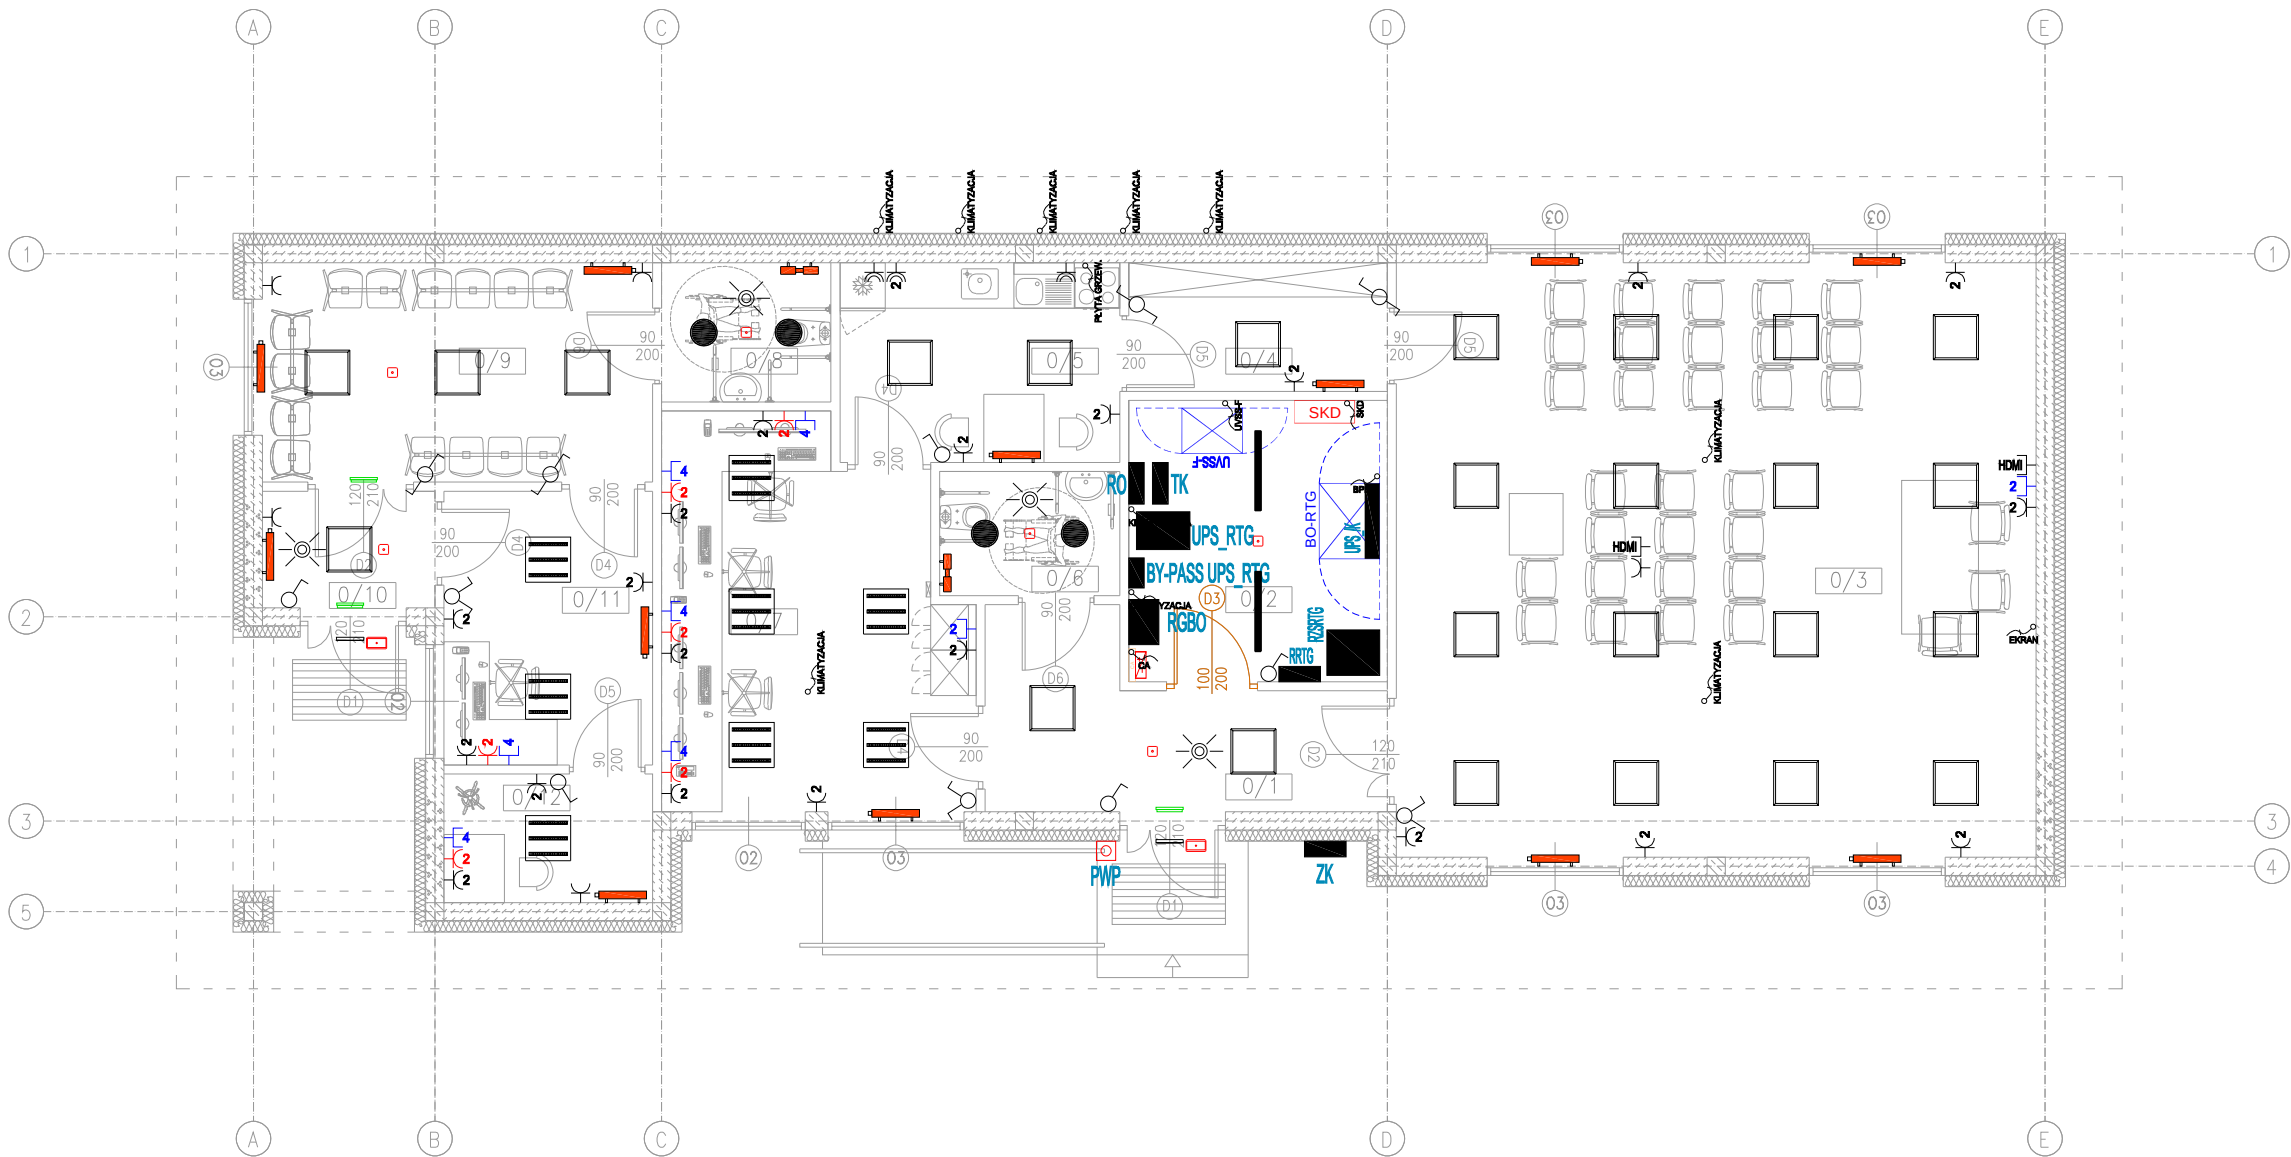

WYKAZ POMIESZCZEŃ BUDYNKU OBSŁUGI:			
NUMER	POMIESZCZENIE	RODZAJ POSADZKI	POWIERZCHNIA
0/1	WIATROŁAP	TERAKOTA	10,54m ²
0/2	SERWEROWNIA	TERAKOTA	12,72m ²
0/3	SALA SZKOLENIOWA	TERAKOTA	66,50m ²
0/4	MAGAZYNEK	TERAKOTA	5,79m ²
0/5	POM. SOCJALNE	TERAKOTA	9,77m ²
0/6	WC	TERAKOTA	3,90m ²
0/7	POM. OBSŁUGI	TERAKOTA	19,46m ²
0/8	WC	TERAKOTA	4,12m ²
0/9	POCZEKALNIA	TERAKOTA	14,96m ²
0/10	WIATROŁAP	TERAKOTA	3,51m ²
0/11	POM. KONTROLI	TERAKOTA	9,99m ²
0/12	POM. KONT. OSOB.	TERAKOTA	4,69m ²
			165,95m ²

LEGENDA

	OPRAWA OŚW. P/T 43W OPAL IP20
	OPRAWA OŚW. P/T 31W RASTER IP20
	OPRAWA OŚW. P/T 23W OPAL IP44
	OPRAWA OŚW. N/T 47W RYFL IP66
	OPRAWA OŚW. ZEWN. N/T 17W OPAL IP65 IK10
	OPRAWA OŚW. EWAK. P/T 1x3W IP44
	OPRAWA OŚW. EWAK. N/T LED 1x1,5W ASYM IP65
	OPRAWA OŚW. KIERUNK. N/T 1,2W IP44
	ŁĄCZNIK JEDNOBIEGUNOWY IP20
	ŁĄCZNIK JEDNOBIEGUNOWY IP44
	ŁĄCZNIK ŚWIECZNIKOWY IP20
	ŁĄCZNIK ŚWIECZNIKOWY IP44
	ŁĄCZNIK SCHODOWY KROTNY IP20
	DETEKTOR RUCHU/OBECNOŚCI
	GNIAZDO 1-KROTNE 1L+N+PE 16A/230V IP20
	GNIAZDO n-KROTNE 1L+N+PE 16A/230V IP20
	GNIAZDO 1-KROTNE 1L+N+PE 16A/230V IP44
	GNIAZDO n-KROTNE 1L+N+PE 16A/230V IP44
	GNIAZDO 1-KROTNE 1L+N+PE 16A/230V DATA IP20
	GNIAZDO 2-KROTNE 1L+N+PE 16A/230V DATA IP20
	GNIAZDO 1-KROTNE RJ45
	GNIAZDO n-KROTNE RJ45
	PRZECISK WYZWAJĄCY PRZECIWPOŻ. WYŁĄCZNIKA PRĄDU
	TABLICA ROZDZIELCZA / ZŁĄCZE KABLOWE
	ZŁĄCZE KABLOWE ZK1
	ROZDZIELNIA GŁÓWNA BUDYNKU OBSŁUGI
	ROZDZIELNICA ODBIORÓW OGÓLNYCH
	ZASILACZ UPS SKANERA RTG
	ZASILACZ UPS ODBIORÓW KOMPUTEROWYCH
	BY-PASS ZEWNĘTRZNY ZASILACZA UPS_RTG
	SZAFY ZASILAJĄCE I STEROWNICZE SKANERA RTG
	BUDYNKOWY PUNKT DYSTRYBUCYJNY
	SZAFRA RACK SKANERA RTG
	GRZEJNIK ELEKTRYCZNY



ARCH-BUD JULIUSZ MATUSZ
UL. ŁUKASZYŃSKA 21/1 21-500 BIAŁA PODLASKA
TEL. 510-506-501 EMAIL: JULIUSZMATUSZ@GMAIL.COM

NAZWA INWESTYCJI	ZAKUP STACJONARNEGO SKANERA RENTGENOWSKIEGO WYSOKOENERGETYCZNEGO NA DROGOWE PRZEJŚCIE GRANICZNE W MALHOWICACH WRAZ Z BUDOWĄ HALI ORAZ ZAPLECZA OPERATORSKIEGO					
NAZWA OBIEKTU	BUDYNEK OBSŁUGI					
ADRES OBIEKTU	MALHOWICE – NIŻANKOWICE DROGOWE PRZEJŚCIE GRANICZNE 37-733 MALHOWICE IDENTYFIKATOR DZIAŁKI 181308_2.0008.398/11					
BRANŻA	ELEKTRYCZNA					
NAZWA RYSUNKU	RZUT PRZYZIEMIA					
PROJEKTANT	MGR INŻ. P. PAWŁOWSKI	upr. budowlane do projektowania w specjalności elektroenergetycznej bez ograniczeń LUB/0245/PWOE/12		DATA	SKALA	NR RYS.
PROJEKTANT				11.2025r	1:100	EB1



LEGENDA LAN I INST. MULTIMEDIALNE	
	GNIAZDO 1-KROTNE RJ45
	GNIAZDO n-KROTNE RJ45
	GNIAZDO HDMI
	BUDYNKOWY PUNKT DYSTRYBUCYJNY
	SZAFRA RACK SKANERA RTG
	PROJEKTOR MULTIMEDIALNY
	EKRAN ELEKTRYCZNIE ZWIJANY

LEGENDA SSWiN	
	DUALNA CZUJKA RUCHU PIR+MW
	CZUJKA RUCHU PIR+AM
	CZUJKA RUCHU PIR KURTYNOWA
	KONTAKTRON
	SYGNALIZATOR AKUSTYCZNO OPTYCZNY ZEWN.
	SYGNALIZATOR AKUSTYCZNO OPTYCZNY WEWN.
	KLAWIATURA SYSTEMOWA
	CENTRALA ALARMOWA

LEGENDA SKD	
	CZYNIK KART ZBLIŻENIOWYCH MIFARE
	KONTAKTRON
	ELEKTROZACZEP / ZWORA ELEKTROMAGNETYCZNA
	PRZYCIŚK AWARYJNY
	KONTROLER SKD

LEGENDA CCTV



	KAMERA KOPUŁKOWA IP WANDALOODPORNĄ
	KAMERA TUBOWA IP W OBUD. ZEWN. Z GRZĄLKĄ
	CYFROWY REJESTRATOR OBRAZU

LEGENDA INST. DOMOFONOWA

	STACJA BRAMOWA
	STACJA WEWNĘTRZNA

LEGENDA SSP	
	CZUJKA OPTYCZNA
	CZUJKA OPTYCZNA ZE WSKAŹNIKIEM ZADZIAŁ.
	CZUJKA TERMICZNA
	CZUJKA OPT/TERM
	PRZYCIŚK ROP
	ELEMENT KONTROLNO-STERUJĄCY
	SYGNALIZATOR OPTYCZNO-AKUSTYCZNY WEWN.
	ZASILACZ P.POŻ.
	CENTRALA SYGNALIZACJI POŻARU

 ARCH-BUD JULIUSZ MATUSZ UL. ŁUKASZYŃSKA 21/1 21-500 BIAŁA PODLASKA TEL. 510-506-501 EMAIL: JULIUSZMATUSZ@GMAIL.COM	
NAZWA INWESTYCJI	ZAKUP STACJONARNEGO SKANERA RENTGENOWSKIEGO WYSOKOENERGETYCZNEGO NA DROGOWE PRZEJŚCIE GRANICZNE W MALHOWICACH WRAZ Z BUDOWĄ HALI ORAZ ZAPLECZA OPERATORSKIEGO
NAZWA OBIEKTU	BUDYNEK OBSŁUGI
ADRES OBIEKTU	MALHOWICE – NIŻANKOWICE DROGOWE PRZEJŚCIE GRANICZNE 37-733 MALHOWICE IDENTYFIKATOR DZIAŁKI 181308_2.0008.398/11
BRANŻA	TELETECHNICZNA
NAZWA RYSUNKU	RZUT PRZYZIEMIA
PROJEKTANT	MGR INŻ. P. PAWŁOWSKI
PROJEKTANT	upr. budowlane do projektowania w specjalności teletechnicznej bez ograniczeń LUB/0338/PWB/17
	DATA
	SKALA
	NR RYS.
	11.2025r
	1:100
	TB1

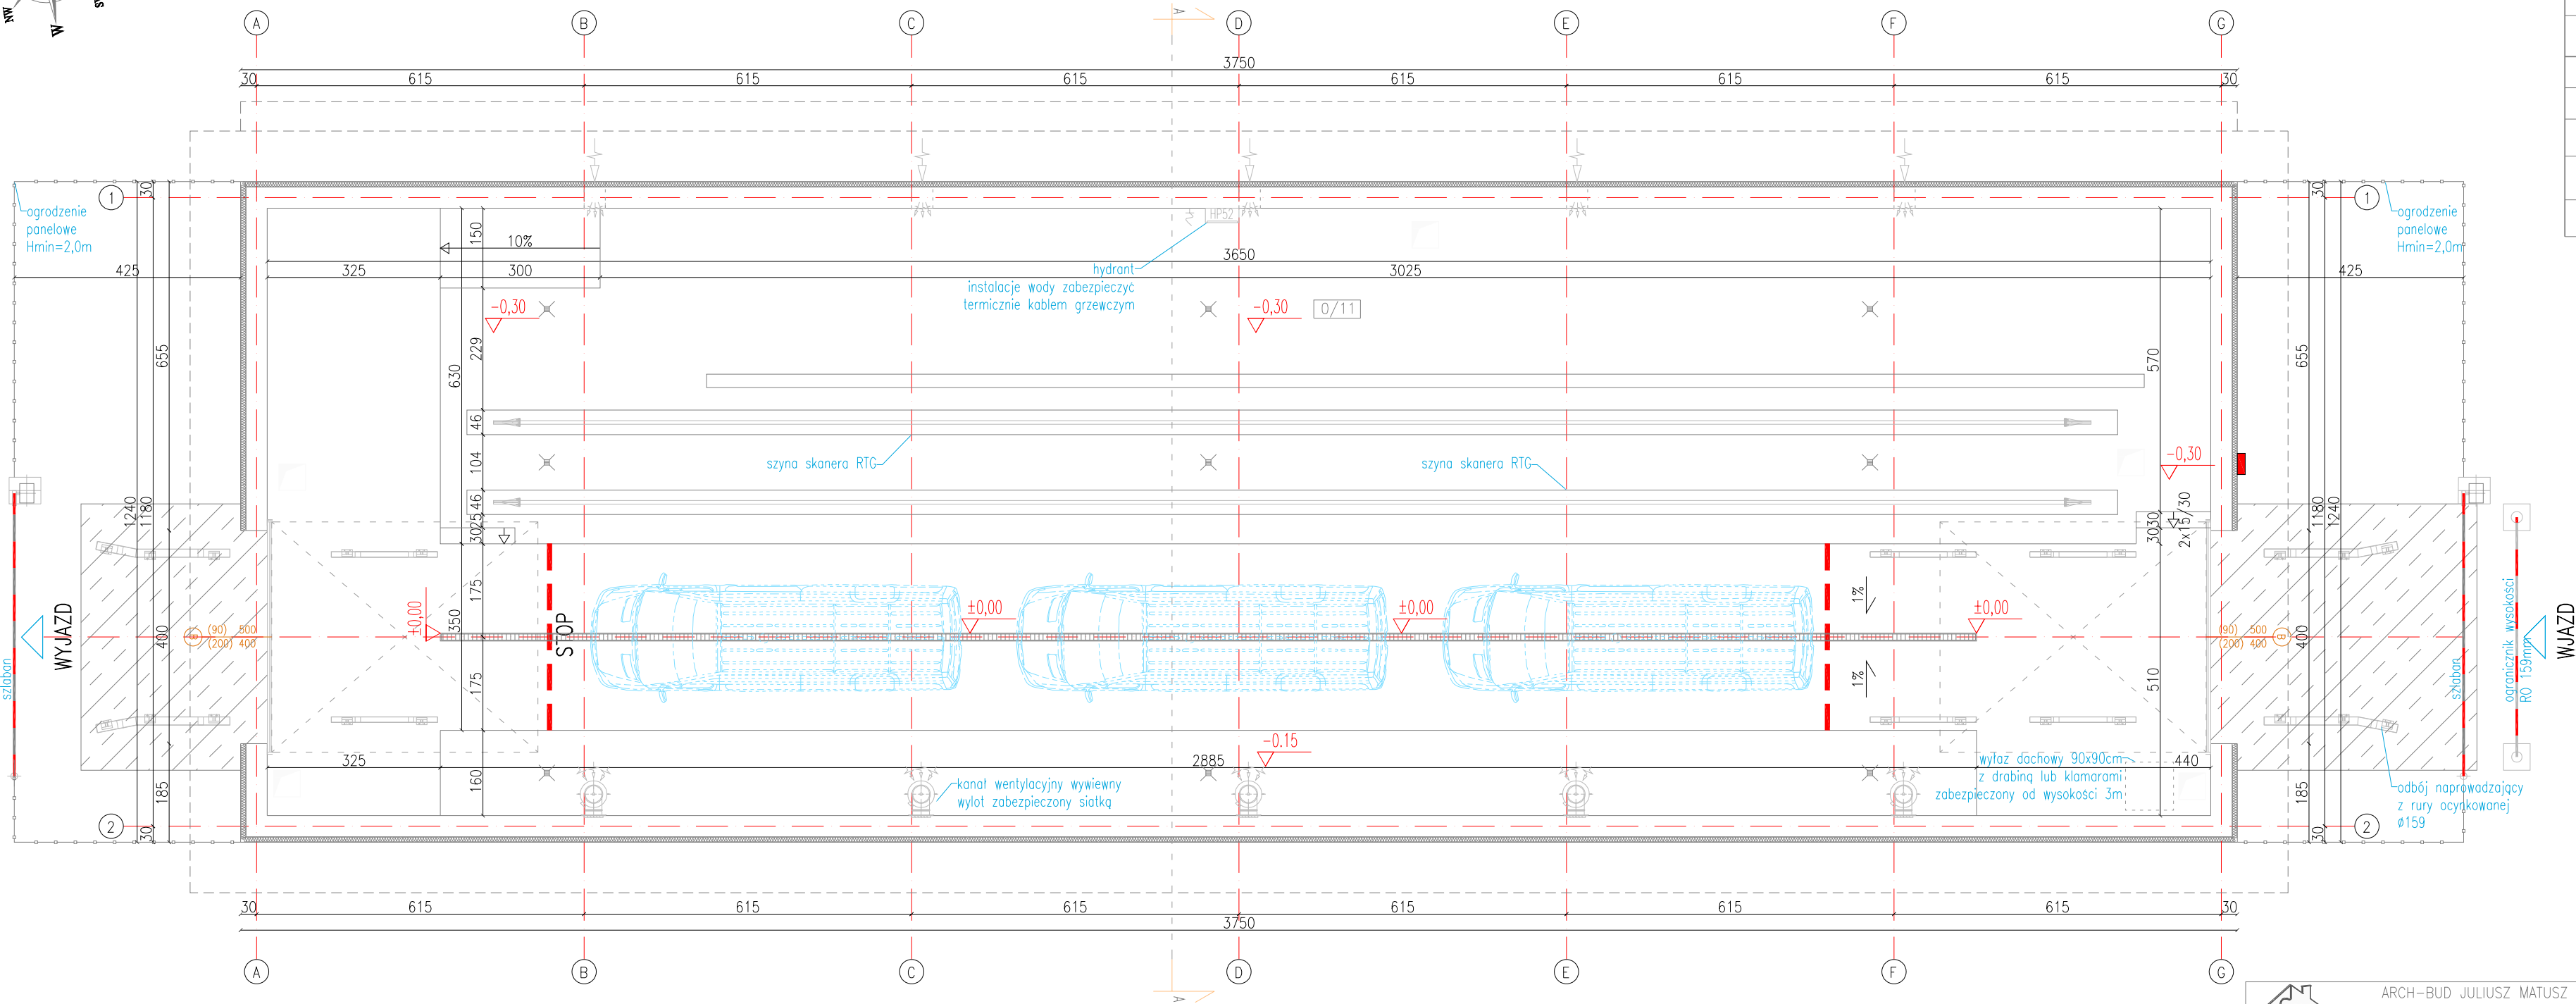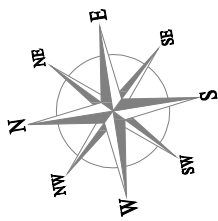


WYKAZ POMIESZCZEŃ HALI RTG:			
NUMER	POMIESZCZENIE	RODZAJ POSADZKI	POWIERZCHNIA
0/1	HALA SKANERA	POS. BETONOWA	416,10m ²

LEGENDA SYMBOLI	
SYMBOL	OPIS SYMBOLU
	NAPROWADZACZ KÓŁ RURA Ø159
	WPUST KANALIZACYJNY
	ODWODNIENIE LINIOWE
	STUDNIA KABLOWA 50x50x90cm
	ZAWÓR ZE ZŁĄCZKĄ DO WĘŻA
	TERMOIZOLACJA Z RDZ. Z WEŁNY



ARCH-BUD JULIUSZ MATUSZ
UL. ŁUKASZYŃSKA 21/1 21-500 BIAŁA PODLASKA
TEL. 510-506-501 EMAIL: JULIUSZMATUSZ@GMAIL.COM

NAZWA INWESTYCJI	ZAKUP STACJONARNEGO SKANERA RENTGENOWSKIEGO WYSOKOENERGETYCZNEGO NA DROGOWE PRZEJŚCIE GRANICZNE W MAŁHOWICACH WRAZ Z BUDOWĄ HALI ORAZ ZAPLECZĄ OPERATORSKIEGO					
NAZWA OBIEKTU	HALA RTG					
ADRES OBIEKTU	MAŁHOWICE – NIŻANKOWICE DROGOWE PRZEJŚCIE GRANICZNE 37-733 MAŁHOWICE IDENTYFIKATOR DZIAŁKI 181308_2.0008.398/11					
BRANŻA	ARCHITEKTURA/KONSTRUKCJA					
NAZWA RYSUNKU	RZUT PRZYZIEMIA					
PROJEKTANT	MGR INŻ. ARCH. A. FILIPIUK	upr. budowlane do projektowania w specjalności architektonicznej bez ograniczeń nr 52/LOIA/09		DATA	SKALA	NR RYS.
PROJEKTANT	MGR INŻ. J. MATUSZ	upr. budowlane do projektowania w specjalności konstr.-bud. bez ograniczeń nr LUB/0362/PBkb/15		11.2025r	1:100	H1

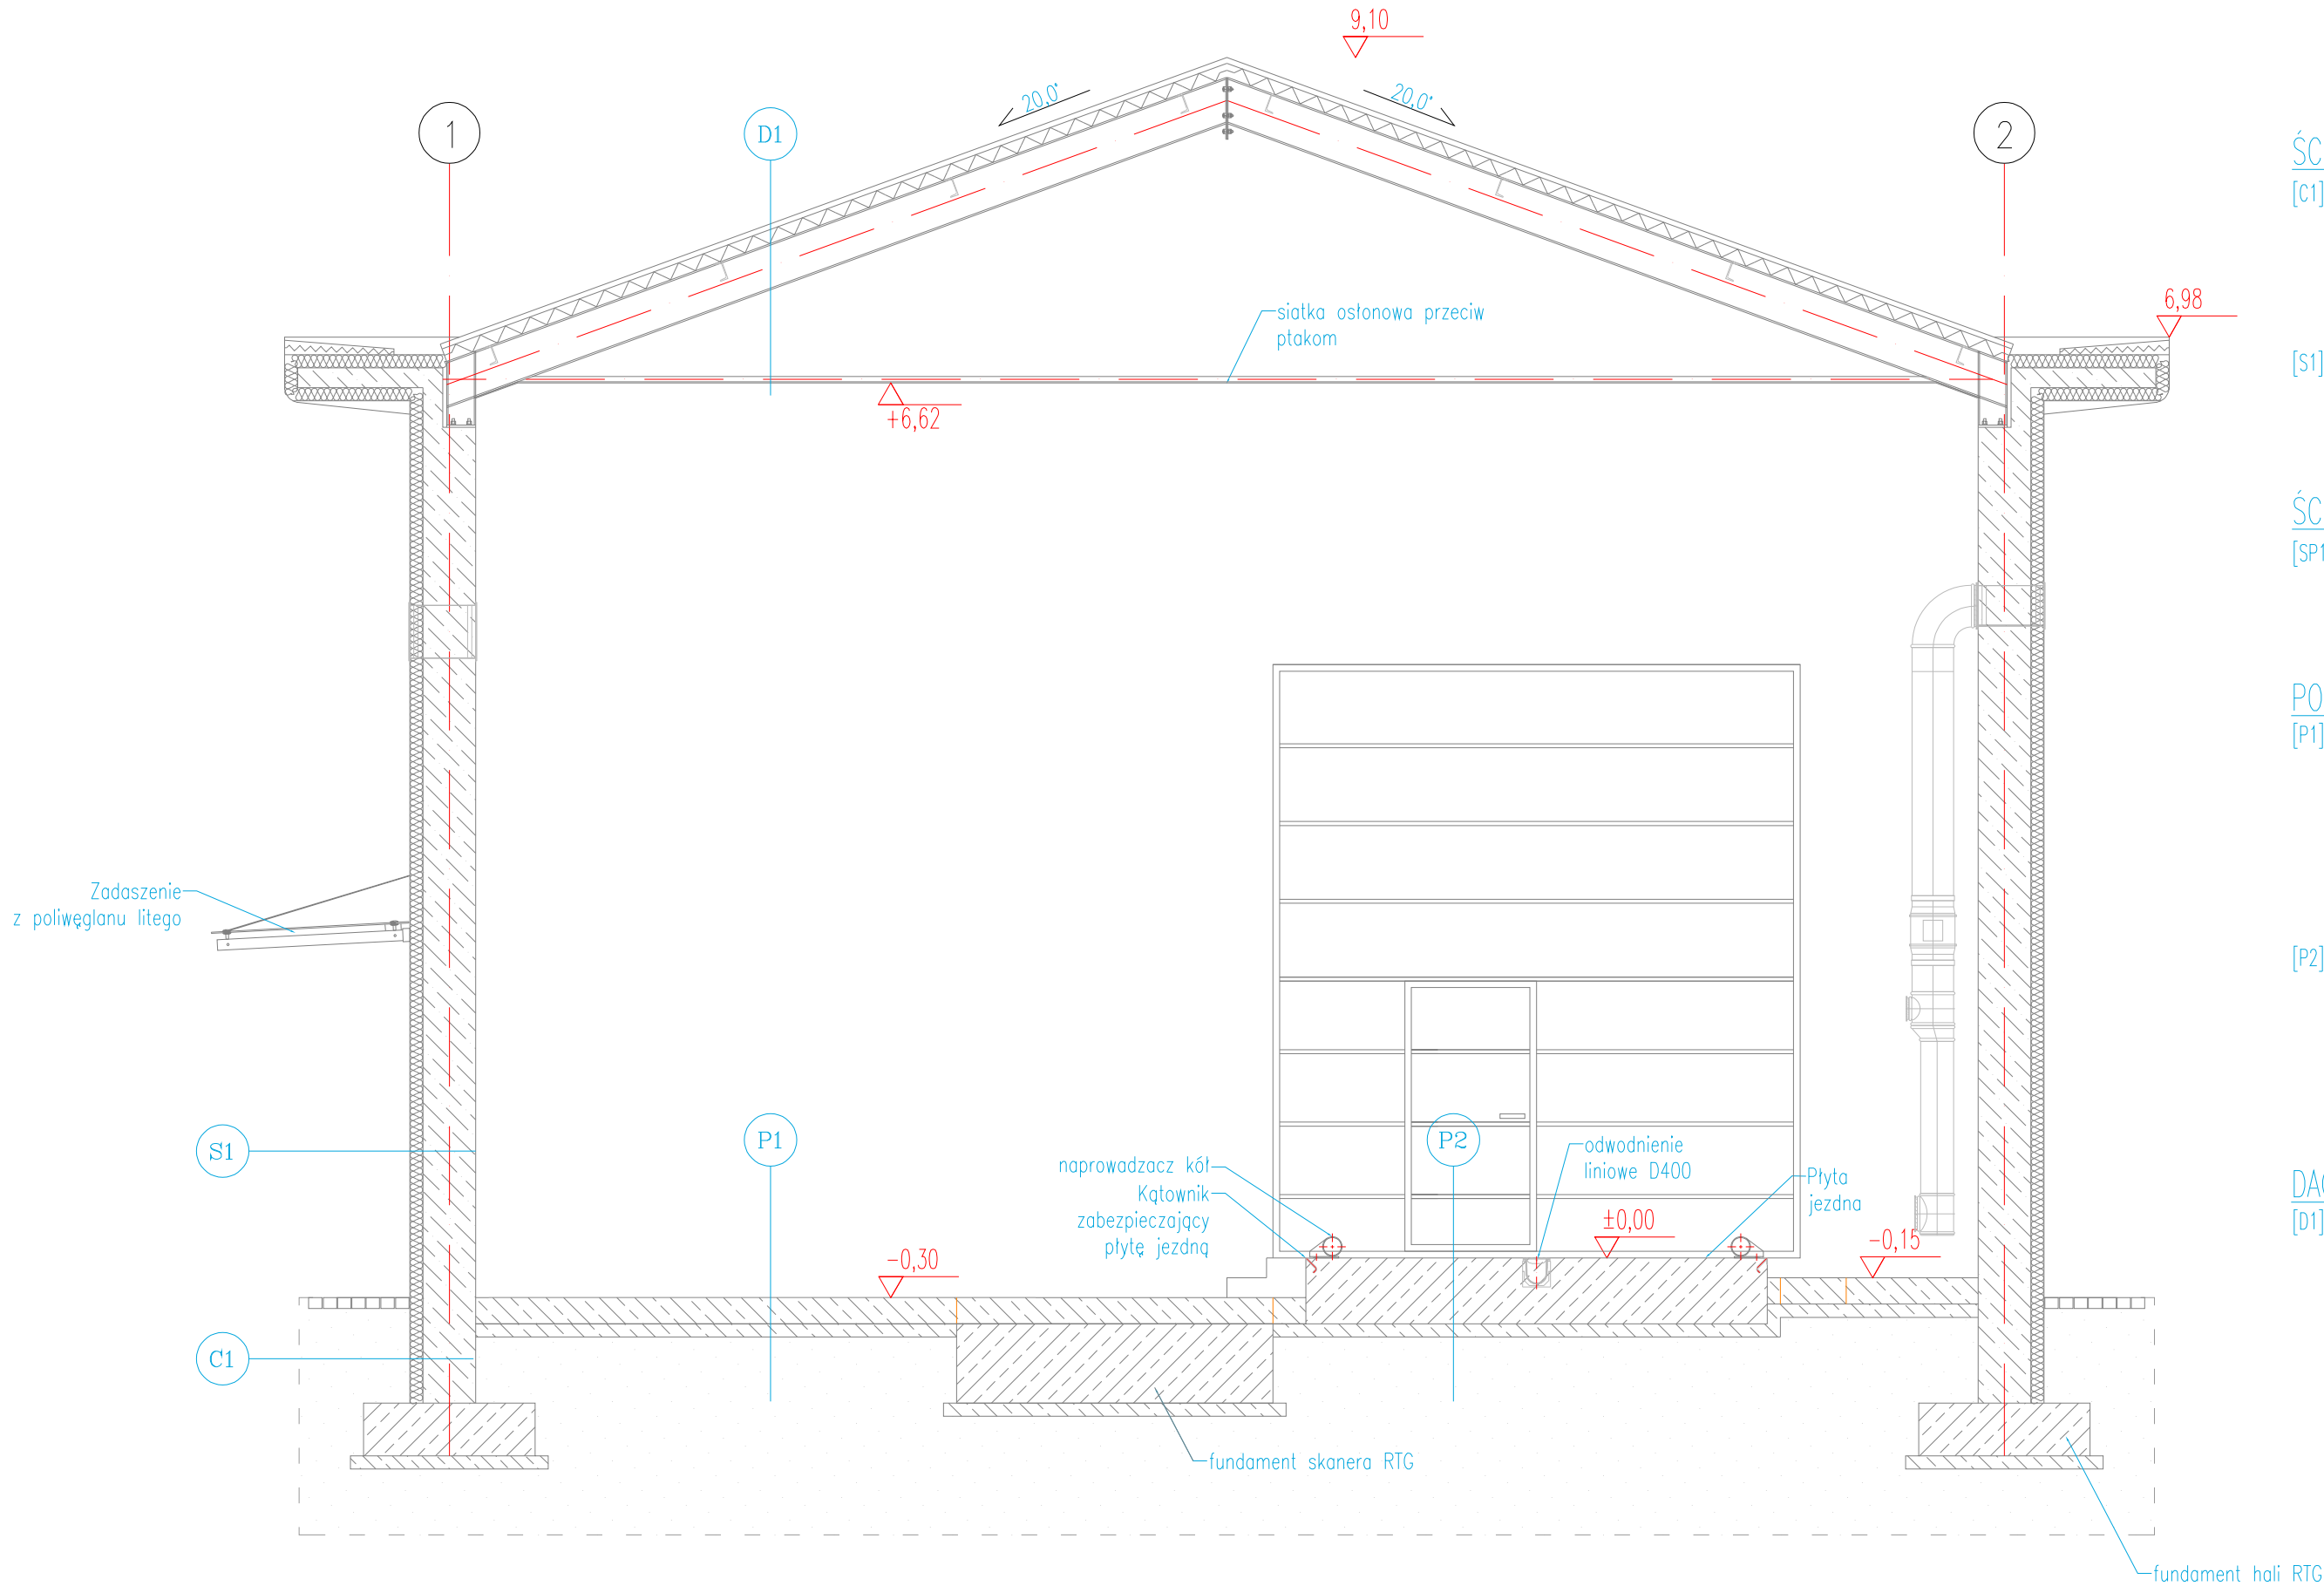

ŚCIANY ZEWNĘTRZNE:

[C1]	ŚCIANA ZEWNĘTRZNA (PRZYZIEMIE)	
	- płytki klinkierowa	2cm
	- izolacja termiczna styropian XPS	8cm
	- izolacja przeciwwilgociowa	
	- ściana żelbetowa	40cm
[S1]	ŚCIANA ZEWNĘTRZNA	
	- tynk cienkowarstwowy na siatce zbrojącej	
	- izolacja termiczna styropian EPS100	10cm
	- ściana żelbetowa	40cm

ŚCIANA ODDZIELENIA PRZECIWPOŻAROWEGO:

[SP1]	ŚCIANA ZEWNĘTRZNA REI120	
	- tynk cienkowarstwowy na siatce zbrojącej	
	- izolacja termiczna wełna mineralna	10cm
	- ściana żelbetowa	40cm


POSADZKI:

[P1]	POSADZKA NA GRUNCIE	
	- posadzka przemysłowa zbrojona utwardzona powierzchniowo	20cm
	- izolacja przeciwwilgociowa - folia PE	
	- podbudowa górna - beton	10cm
	- podbudowa pośrednia - podsypka piaskowa zagęszczona	
[P2]	POSADZKA NA GRUNCIE	
	- posadzka przemysłowa zbrojona utwardzona powierzchniowo	50cm
	- izolacja przeciwwilgociowa - folia PE	
	- podbudowa górna - beton	10cm
	- podbudowa pośrednia - podsypka piaskowa zagęszczona	


DACH:

[D1]	DACH	
	- płyta warstwowa z okładziną 0,7mm z nasświetlami dachowymi podłużnymi	10cm
	- płatwie dachowe	
	- konstrukcja nośna wg projektu konstrukcji	

		ARCH-BUD JULIUSZ MATUSZ UL. ŁUKASZYŃSKA 21/1 21-500 BIAŁA PODLASKA TEL. 510-506-501 EMAIL: JULIUSZMATUSZ@GMAIL.COM					
NAZWA INWESTYCJI		ZAKUP STACJONARNEGO SKANERA RENTGENOWSKIEGO WYSOKOENERGETYCZNEGO NA DROGOWE PRZEJŚCIE GRANICZNE W MALHOWICACH WRAZ Z BUDOWĄ HALI ORAZ ZAPLECZĄ OPERATORSKIEGO					
NAZWA OBIEKTU		HALA RTG					
ADRES OBIEKTU		MALHOWICE - NIŻANKOWICE DROGOWE PRZEJŚCIE GRANICZNE 37-733 MALHOWICE IDENTYFIKATOR DZIAŁKI 181308_2.0008.398/11					
BRANŻA		ARCHITEKTURA/KONSTRUKCJA					
NAZWA RYSUNKU		PRZEKRÓJ A-A					
PROJEKTANT	MGR INŻ. ARCH. A. FILIPIUK	upr. budowlane do projektowania w specjalności architektonicznej bez ograniczeń nr 52/LOIA/09		DATA	SKALA	NR RYS.	
PROJEKTANT	MGR INŻ. J. MATUSZ	upr. budowlane do projektowania w specjalności konstr.-bud. bez ograniczeń nr LUB/0362/PBkb/15		11.2025r	1:50	H2	

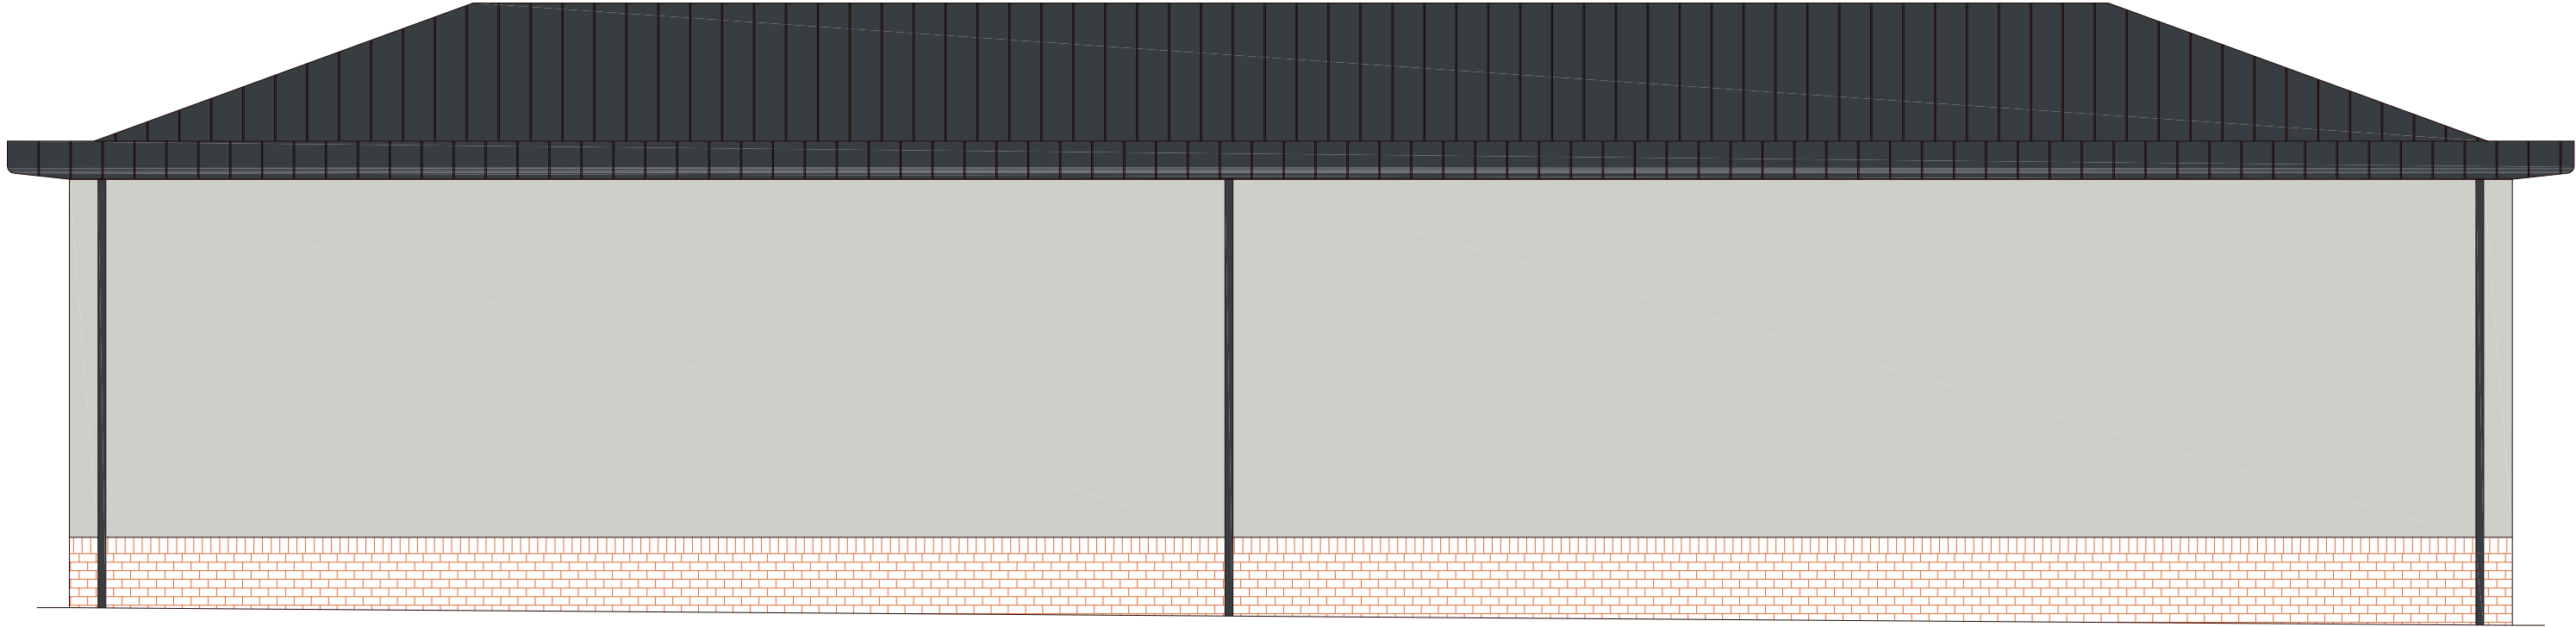

ELEWACJA ZACHODNIA skala 1:100

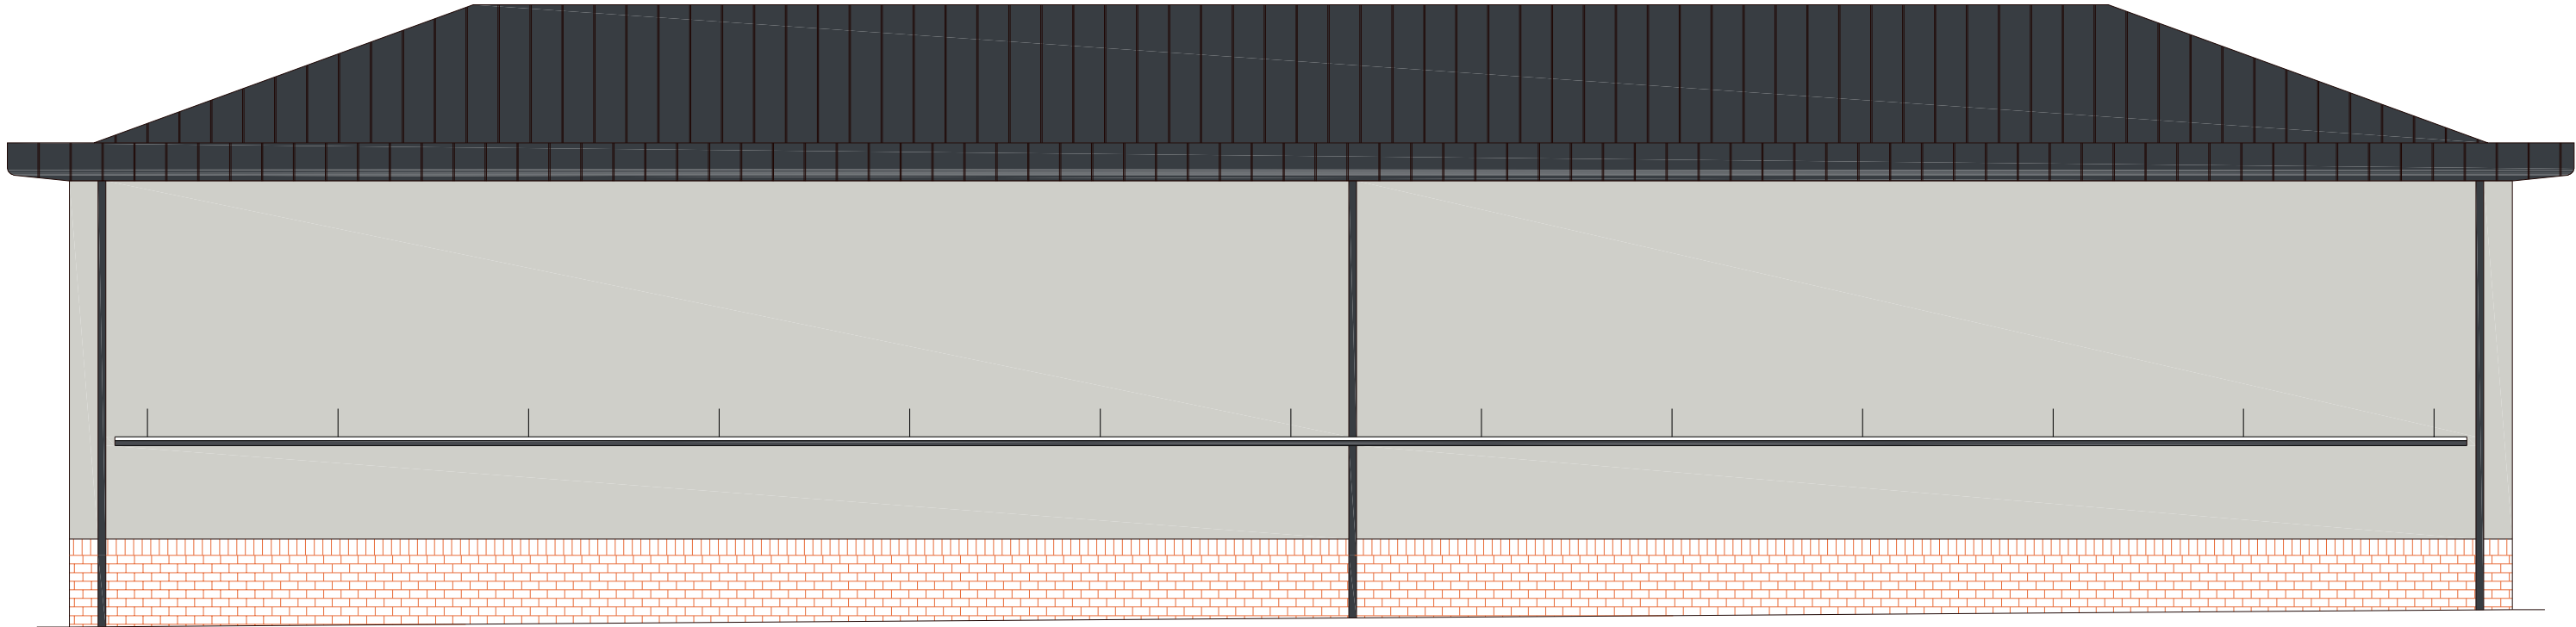

ELEWACJA WSCHODNIA skala 1:100

- Kolorystyka:
1. Dach - płyta warstwowa w kolorze RAL 7016
 2. Gzyms - blacha płaska łączona na rąbek stojący w kolorze RAL 7016
 3. Ściana - tynk siikonowy w kolorze np. GRE 6630 lub równoważny
 4. Cokół - płytki klinkierowa w kolorze czerwonym, spoina w kolorze grafitowym
 5. Stolarka bramowa w kolorze RAL 7016
 6. Obróbka blacharska - w kolorze RAL 7016
 7. Czerpnie powietrza - osłonięte żaluzjami w kolorze RAL 7035




ARCH-BUD JULIUSZ MATUSZ


UL. ŁUKASZYŃSKA 21/1 21-500 BIAŁA PODLASKA

TEL. 510-506-501 EMAIL: JULIUSZMATUSZ@GMAIL.COM

NAZWA INWESTYCJI	ZAKUP STACJONARNEGO SKANERA RENTGENOWSKIEGO WYSOKOENERGETYCZNEGO NA DROGOWE PRZEJŚCIE GRANICZNE W MALHOWICACH WRAZ Z BUDOWĄ HALI ORAZ ZAPLECZA OPERATORSKIEGO						
NAZWA OBIEKTU	HALA RTG						
ADRES OBIEKTU	MALHOWICE – NIŻANKOWICE DROGOWE PRZEJŚCIE GRANICZNE 37-733 MALHOWICE IDENTYFIKATOR DZIAŁKI 181308_2.0008.398/11						
BRANŻA	ARCHITEKTURA/KONSTRUKCJA						
NAZWA RYSUNKU	ELEWACJE						
PROJEKTANT	MGR INŻ. ARCH. A. FILIPIUK	upr. budowlane do projektowania w specjalności architektonicznej bez ograniczeń nr 52/LOIA/09		DATA	SKALA	NR RYS.	
PROJEKTANT	MGR INŻ. J. MATUSZ	upr. budowlane do projektowania w specjalności konstr.–bud. bez ograniczeń nr LUB/0362/PBkb/15		11.2025r	1:100	H3	

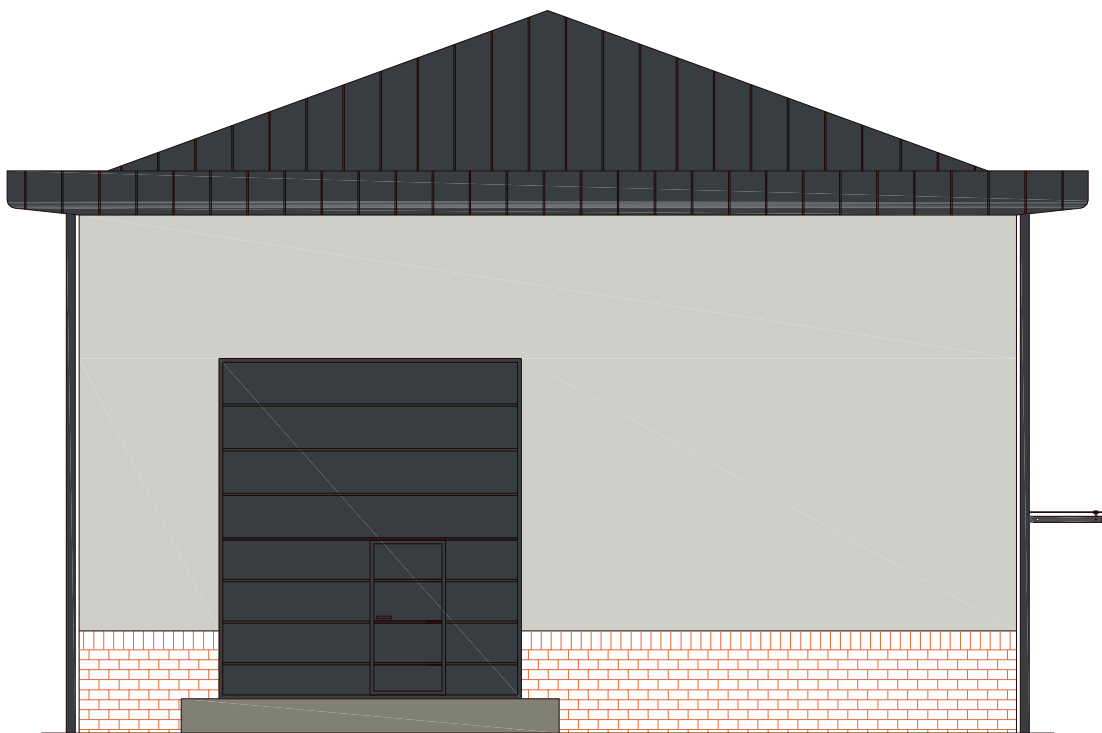

ELEWACJA POŁUDNIOWA skala 1:100

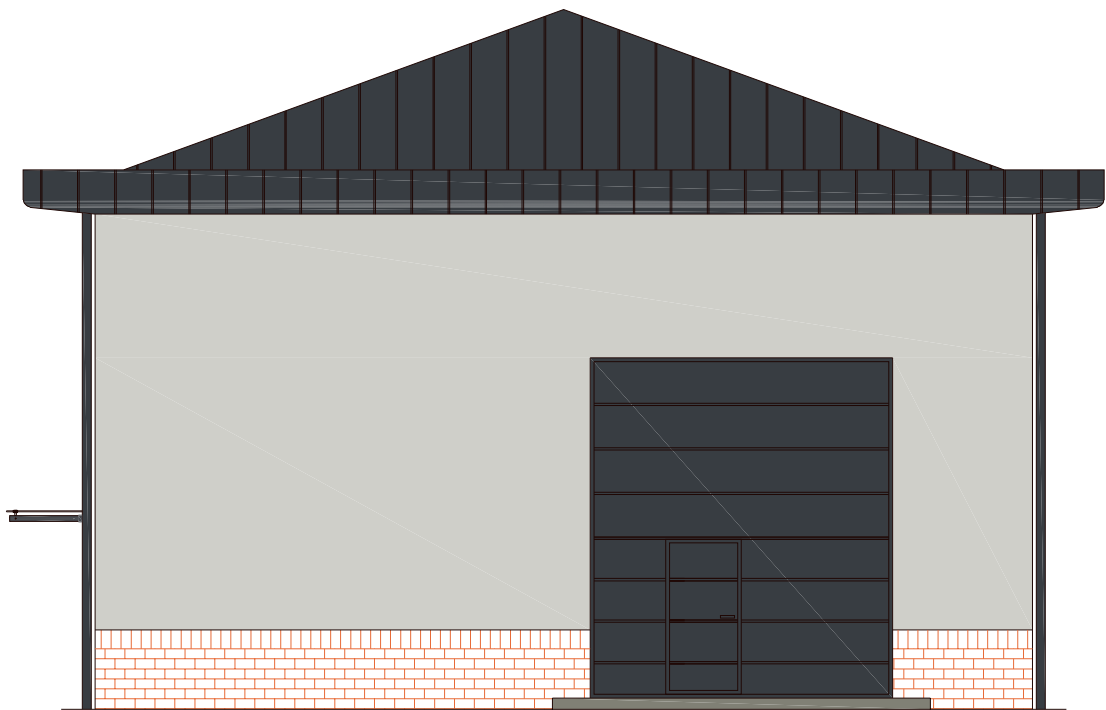

ELEWACJA POŁNOCNA skala 1:100

- Kolorystyka:
- 1. Dach - płyta warstwowa w kolorze RAL 7016
 - 2. Gzyms - blacha płaska łączona na rąbek stojący w kolorze RAL 7016
 - 3. Ściana - tynk silikonowy w kolorze np. GRE 6630 lub równoważny
 - 4. Cokół - płytka klinkierowa w kolorze czerwonym, spoina w kolorze grafitowym
 - 5. Stolarka bramowa w kolorze RAL 7016
 - 6. Obróbka blacharska - w kolorze RAL 7016
 - 7. Czerpnie powietrza - osłonięte żaluzjami w kolorze RAL 7035

 ARCH-BUD JULIUSZ MATUSZ UL. ŁUKASZYŃSKA 21/1 21-500 BIAŁA PODLASKA TEL. 510-506-501 EMAIL: JULIUSZMATUSZ@GMAIL.COM						
NAZWA INWESTYCJI	ZAKUP STACJONARNEGO SKANERA RENTGENOWSKIEGO WYSOKOENERGETYCZNEGO NA DROGOWE PRZEJŚCIE GRANICZNE W MALHOWICACH WRAZ Z BUDOWĄ HALI ORAZ ZAPLECZA OPERATORSKIEGO					
NAZWA OBIEKTU	HALA RTG					
ADRES OBIEKTU	MALHOWICE – NIŻANKOWICE DROGOWE PRZEJŚCIE GRANICZNE 37-733 MALHOWICE IDENTYFIKATOR DZIAŁKI 181308_2.0008.398/11					
BRANŻA	ARCHITEKTURA/KONSTRUKCJA					
NAZWA RYSUNKU	ELEWACJE					
PROJEKTANT	MGR INŻ. ARCH. A. FILIPIUK	upr. budowlane do projektowania w specjalności architektonicznej bez ograniczeń nr 52/LOIA/09		DATA	SKALA	NR RYS.
PROJEKTANT	MGR INŻ. J. MATUSZ	upr. budowlane do projektowania w specjalności konstr.-bud. bez ograniczeń nr LUB/0362/PBkb/15		11.2025r	1:100	H4

WYKAZ POMIESZCZEŃ HALI RTG:			
NUMER	POMIESZCZENIE	RODZAJ POSADZKI	POWIERZCHNIA
0/1	HALA SKANERA	POS. BETONOWA	416,10m ²

LEGENDA SYMBOLI	
SYMBOL	OPIS SYMBOLU
	NAPROWADZACZ KÓŁ RURA Ø159
	WPUST KANALIZACYJNY
	ODWODNIENIE LINIOWE
	STUDNIA KABLOWA 50x50x90cm
	ZAWÓR ZE ZŁĄCZKĄ DO WĘŻA
	PLYTA WARSTWOWA Z RDZ. Z WĘLNÝ


LEGENDA:

- inst.kanalizacji deszczowej PCV 110-160
- inst.wodociągowa

Rurociągi inst.wodociągowej wykonać z rur PE-RT i izolować otulinami z pianki PE o grubości zgodnej z rozporządzeniem.


Typoszere średnicy przewodów wody zimnej : Ø25 - PE32x4,4

- inst.wodociągowa póź. stal dn50
- HP52 - hydrant póź. o wyd.2,5l/s

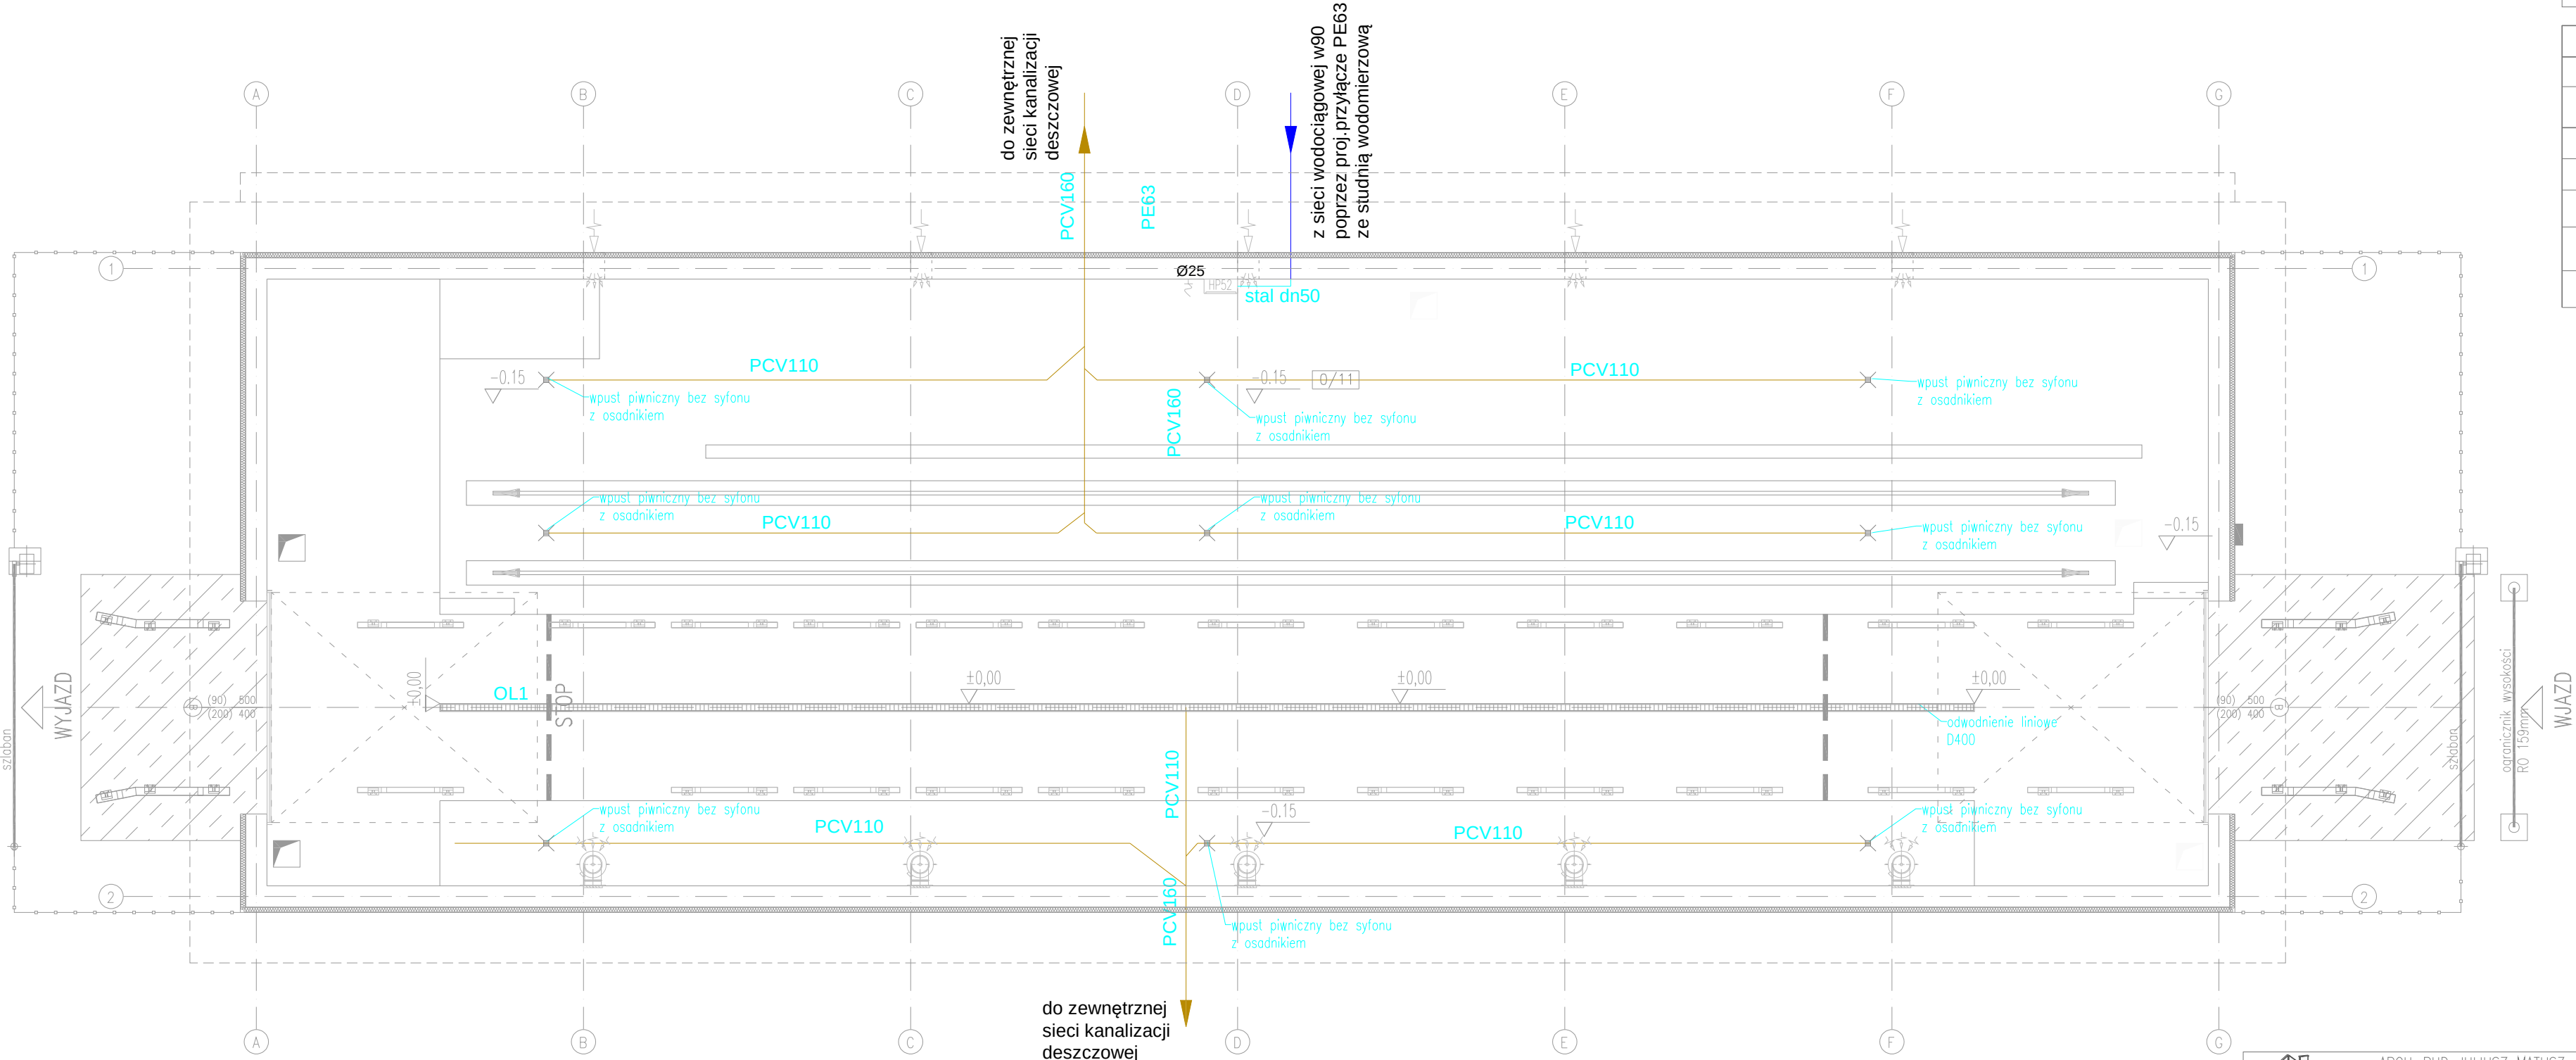

		ARCH-BUD JULIUSZ MATUSZ UL. ŁUKASZYŃSKA 21/1 21-500 BIAŁA PODLASKA TEL. 510-506-501 EMAIL: JULIUSZMATUSZ@GMAIL.COM				
NAZWA INWESTYCJI		ZAKUP STACJONARNEGO SKANERA RENTGENOWSKIEGO WYSOKOENERGETYCZNEGO NA DROGOWE PRZEJŚCIE GRANICZNE W MALHOWICACH WRAZ Z BUDOWĄ HALI ORAZ ZAPLECZĄ OPERATORSKIEGO				
NAZWA OBIEKTU		HALA RTG				
ADRES OBIEKTU		MALHOWICE – NIŻANKOWICE DROGOWE PRZEJŚCIE GRANICZNE 37-733 MALHOWICE IDENTYFIKATOR DZIAŁKI 181308_2.0008.398/11				
BRANŻA		ARCHITEKTURA/KONSTRUKCJA				
NAZWA RYSUNKU		RZUT PRZYZIEMIA				
PROJEKTANT		MGR INŻ. A. MARUSZAK	upr. budowlane do projektowania w specjalności sanitarnej bez ograniczeń nr LUB/0389/PBS/17	DATA	SKALA	NR RYS.
PROJEKTANT				11.2025r	1:100	SH1

WYKAZ POMIESZCZEŃ HALI RTG:			
NUMER	POMIESZCZENIE	RODZAJ POSADZKI	POWIERZCHNIA
0/1	HALA SKANERA	POS. BETONOWA	416,10m ²

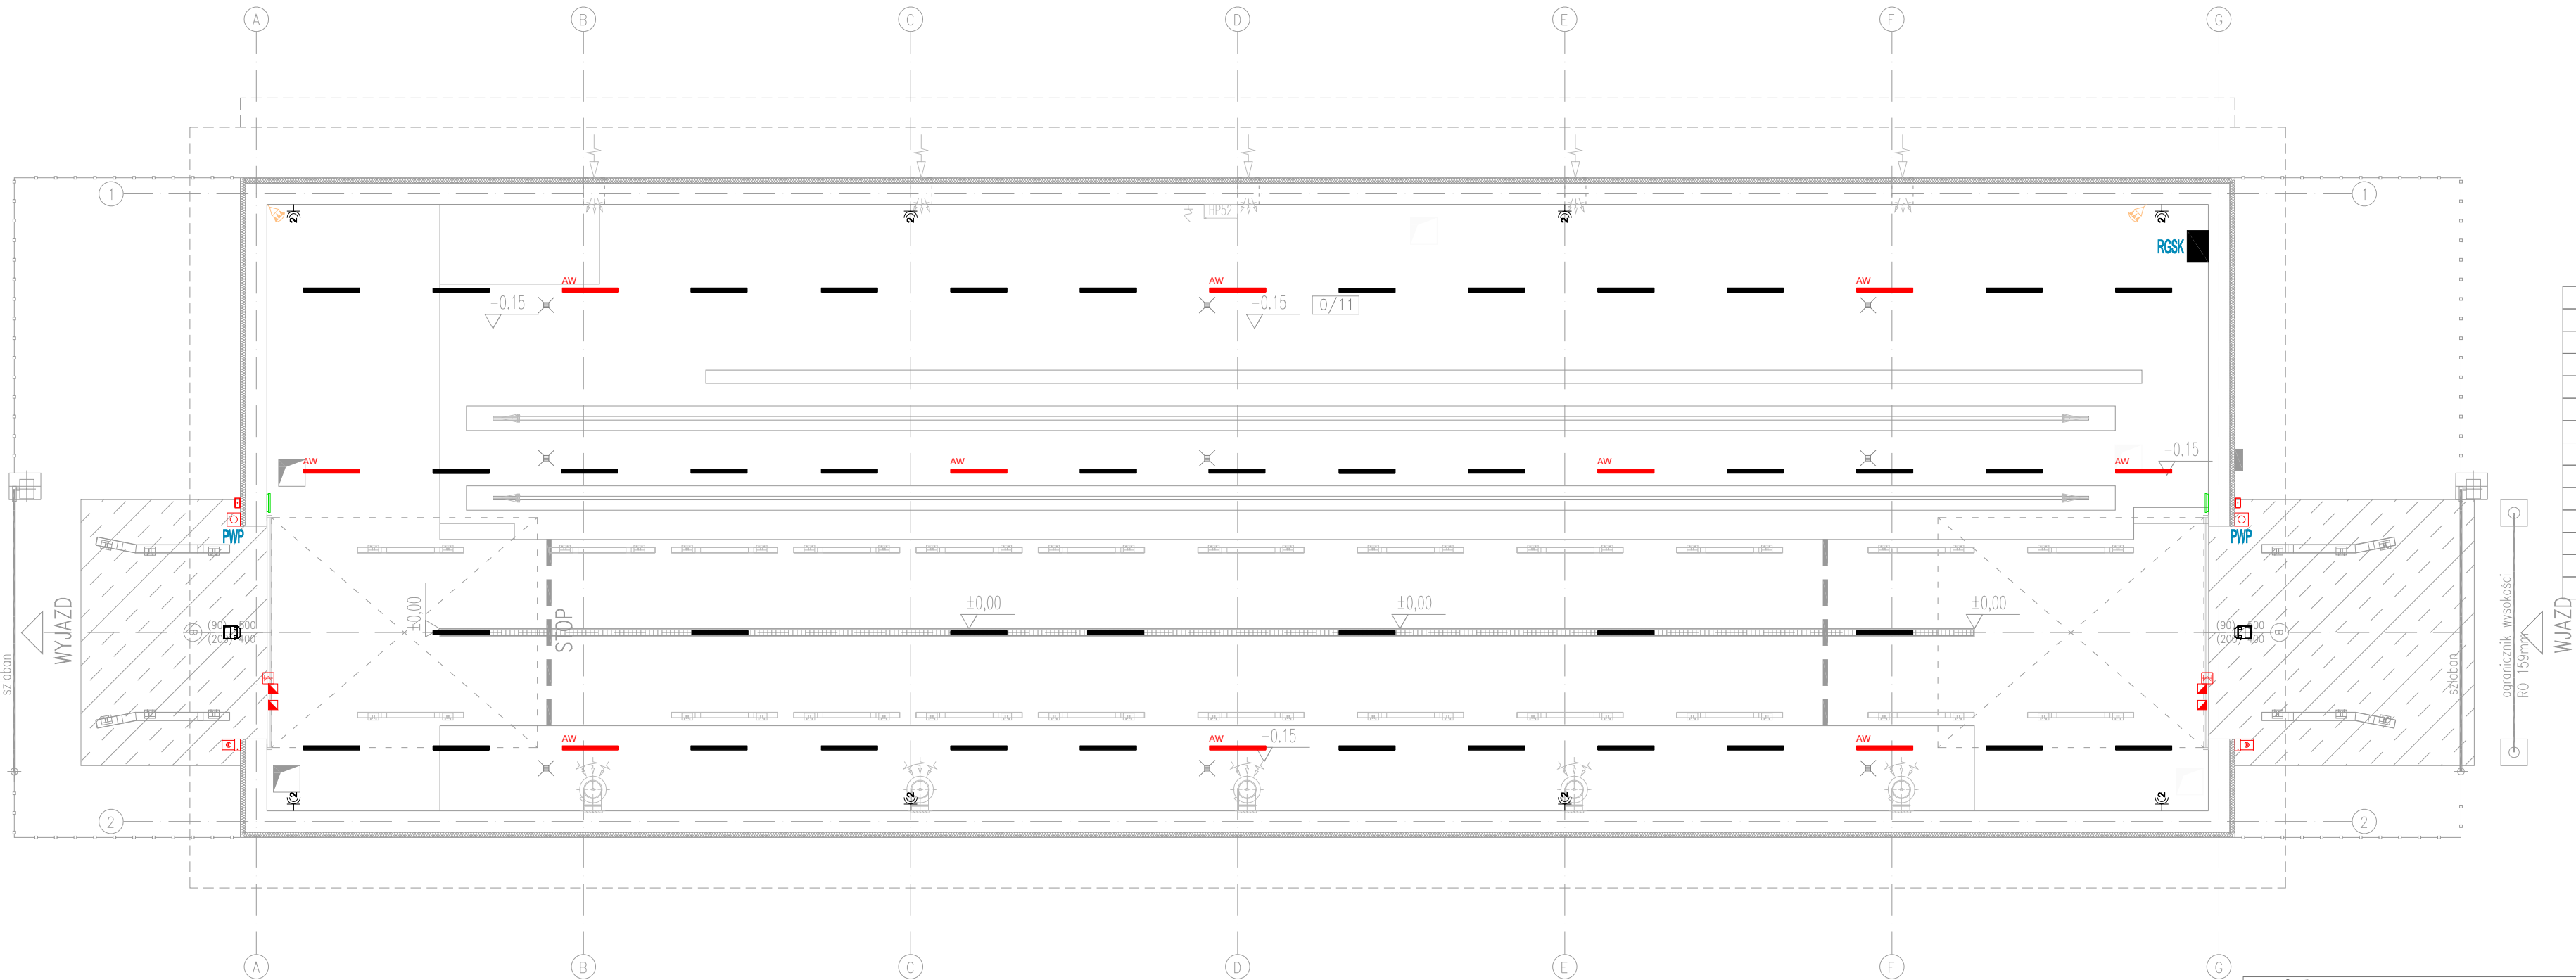


LEGENDA	
	OPRAWA OŚW. N/T 47W RYFL IP66
	OPRAWA OŚW. N/T 49W RYFL IP66 Z MOD. AWAR.
	NAŚWIELACZ 36W ROZSYŁ ASYM. IP66
	OPRAWA OŚW. EWAK. N/T LED 1x1,5W ASYM IP65
	OPRAWA OŚW. KIERUNK. N/T 1,2W IP44
	ŁĄCZNIK JEDNOBIEGUNOWY ZWIERNY IP44
	ŁĄCZNIK JEDNOBIEGUNOWY IP44
	GNIAZDO 1-KROTNE 1L+N+PE 16A/230V IP44
	GNIAZDO n-KROTNE 1L+N+PE 16A/230V IP44
	GNIAZDO 1-KROTNE 1L+N+PE 16A/230V DATA IP20
	GNIAZDO 2-KROTNE 1L+N+PE 16A/230V DATA IP20
	PRZYCISK WYZWAJĄCY PRZECIWOŻ. WYŁĄCZNIKA PRĄDU
	TABLICA ROZDZIELCZA / ZŁĄCZE KABLOWE
	ROZDZIELNIA GŁÓWNA BUDYNKU SKANERA



ARCH-BUD JULIUSZ MATUSZ
UL. ŁUKASZYŃSKA 21/1 21-500 BIAŁA PODLASKA
TEL. 510-506-501 EMAIL: JULIUSZMATUSZ@GMAIL.COM

NAZWA INWESTYCJI	ZAKUP STACJONARNEGO SKANERA RENTGENOWSKIEGO WYSOKOENERGETYCZNEGO NA DROGOWE PRZEJŚCIE GRANICZNE W MALHOWICACH WRAZ Z BUDOWĄ HALI ORAZ ZAPLECZA OPERATORSKIEGO					
NAZWA OBIEKTU	HALA RTG					
ADRES OBIEKTU	MALHOWICE – NIŻANKOWICE DROGOWE PRZEJŚCIE GRANICZNE 37-733 MALHOWICE IDENTYFIKATOR DZIAŁKI 181308_2.0008.398/11					
BRANŻA	ELEKTRYCZNA					
NAZWA RYSUNKU	RZUT PRZYZIEMIA					
PROJEKTANT	MGR INŻ. P. PAWŁOWSKI	upr. budowlane do projektowania w specjalności teleelektrycznej bez ograniczeń nr LUB/0338/PWBt/17		DATA	SKALA	NR RYS.
PROJEKTANT				11.2025r	1:100	EH1

WYKAZ POMIESZCZEŃ HALI RTG:			
NUMER	POMIESZCZENIE	RODZAJ POSADZKI	POWIERZCHNIA
0/1	HALA SKANERA	POS. BETONOWA	416,10m ²

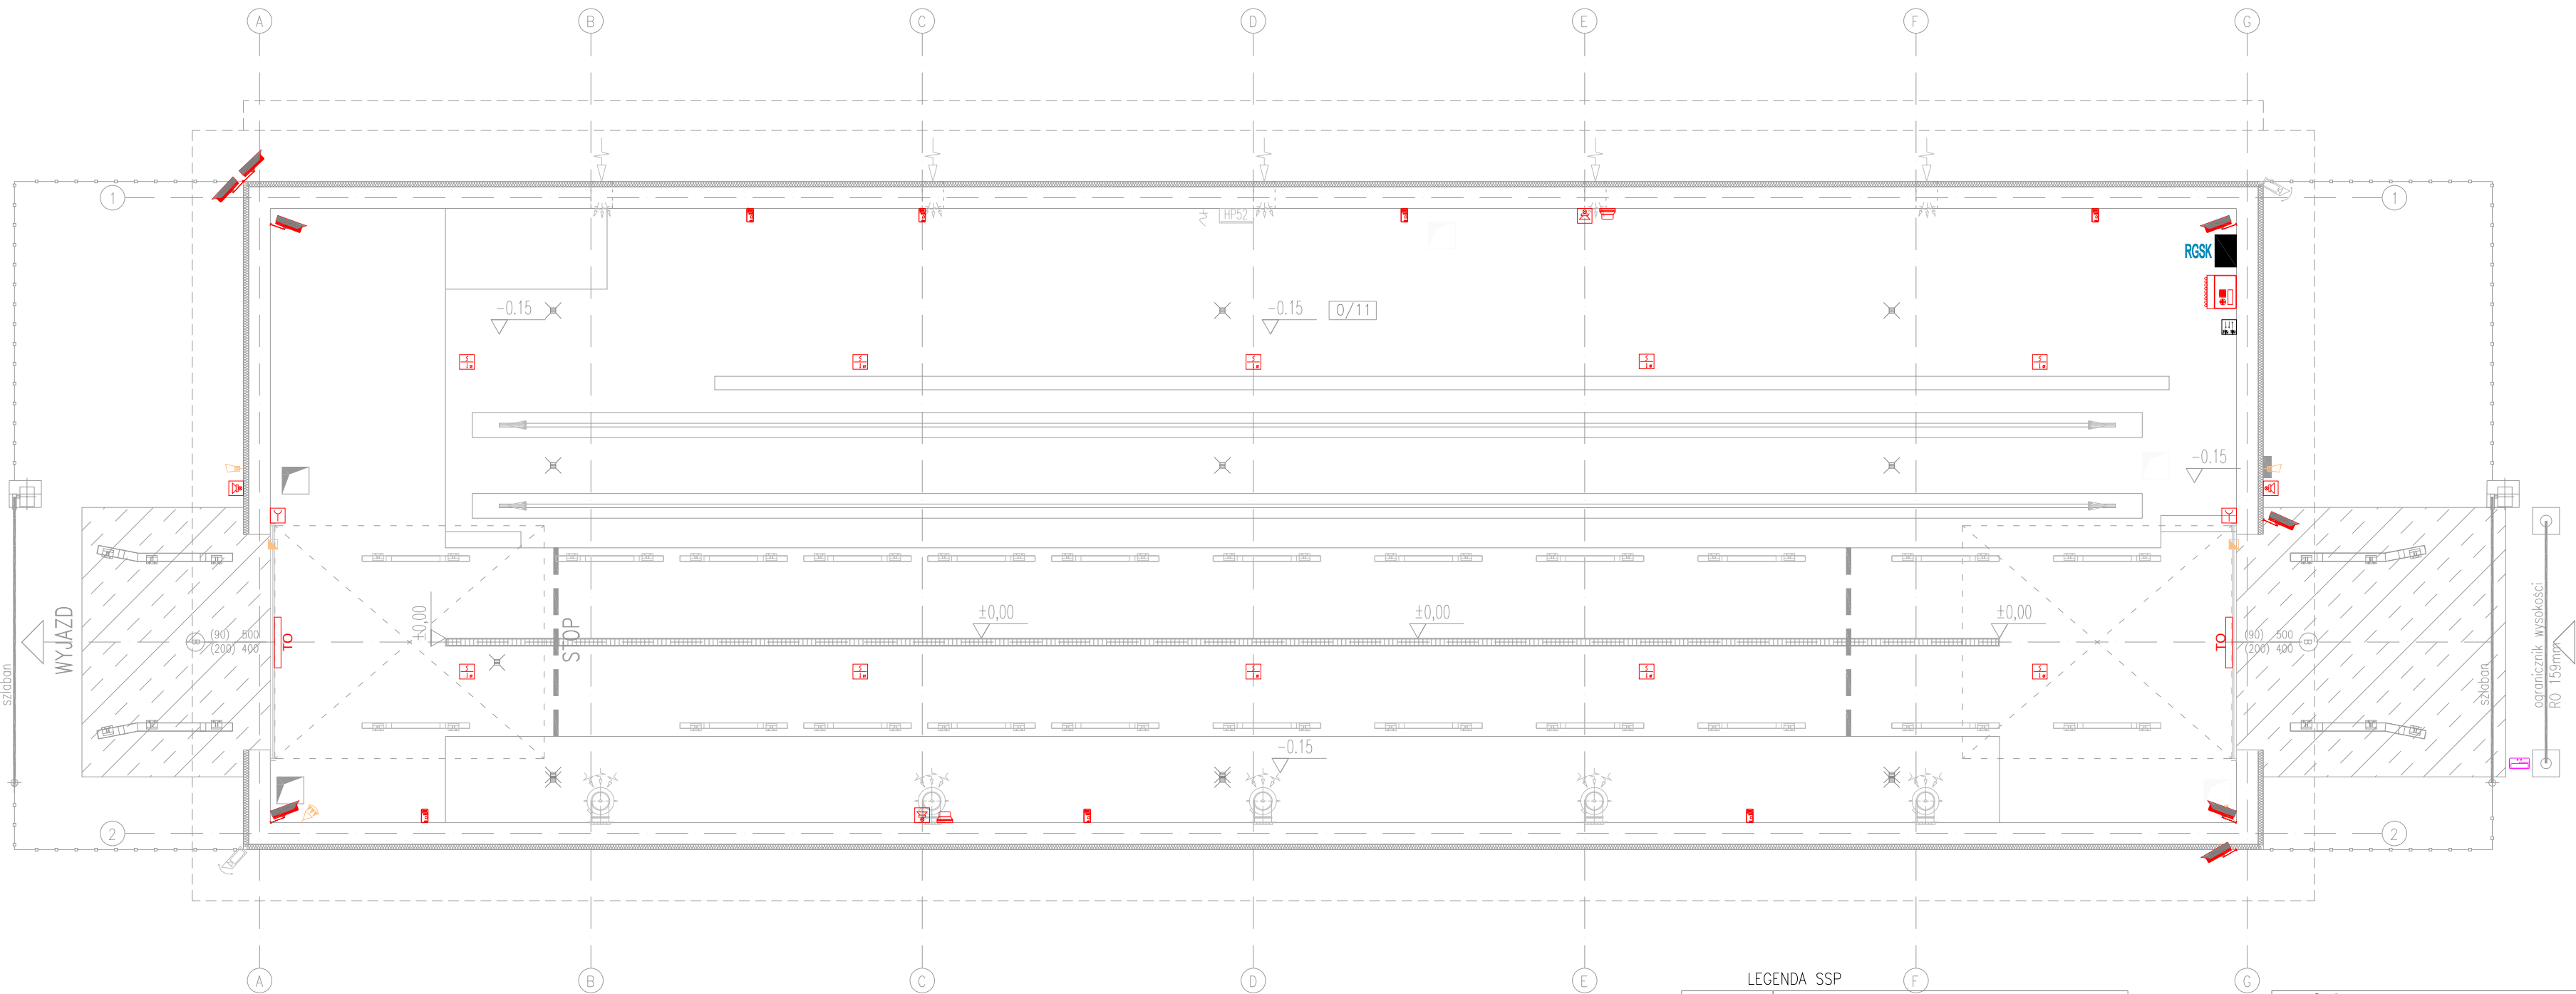

LEGENDA SSWin	
	DUALNA CZUJKA RUCHU PIR+MW
	CZUJKA RUCHU PIR+AM
	CZUJKA RUCHU PIR KURTYNOWA
	KONTAKTRON
	SYGNALIZATOR AKUSTYCZNO OPTYCZNY ZEWN.
	SYGNALIZATOR AKUSTYCZNO OPTYCZNY WEWN.
	KLAWIATURA SYSTEMOWA
	CENTRALA ALARMOWA

LEGENDA SKD	
	CZYTNIK KART ZBLIŻENIOWYCH MIFARE
	KONTAKTRON
	ELEKTROZACZEP / ZWORA ELEKTROMAGNETYCZNA
	PRZYCISK AWARYJNY
	KONTROLER SKD

LEGENDA CCTV	
	KAMERA SZYBKOOBROTOWA IP Z GRZAŁKĄ
	KAMERA TUBOWA IP W OBUD. ZEWN. Z GRZAŁKĄ
	REJESTRATOR

LEGENDA INST. DOMOFONOWA	
	STACJA BRAMOWA
	STACJA WEWNĘTRZNA


LEGENDA DETEKCJA CO I CO2	
	AUTONOMICZNY, DWUPROGOWY DET. CO I CO2
	SYGN. AKUSTYCZNY SYSTEMU DETEKCJI CO
	TABLICA OSTRZEGAWCZA
	CENTRALA SYSTEMU DETEKCJI CO I CO2

LEGENDA SSP	
	CZUJKA OPTYCZNA
	CZUJKA OPTYCZNA ZE WSKAŹNIKIEM ZADZIAŁ.
	CZUJKA TERMICZNA
	CZUJKA OPT/TERM
	PRZYCISK ROP
	ELEMENT KONTROLNO-STERUJĄCY
	SYGNALIZATOR OPTYCZNO-AKUSTYCZNY WEWN.
	ZASILACZ P.POŻ.
	CENTRALA SYGNALIZACJI POŻARU



ARCH-BUD JULIUSZ MATUSZ
UL. ŁUKASZYŃSKA 21/1 21-500 BIAŁA PODLASKA
TEL. 510-506-501 EMAIL: JULIUSZMATUSZ@GMAIL.COM

NAZWA INWESTYCJI	ZAKUP STACJONARNEGO SKANERA RENTGENOWSKIEGO WYSOKOENERGETYCZNEGO NA DROGOWE PRZEJŚCIE GRANICZNE W MALHOWICACH WRAZ Z BUDOWĄ HALI ORAZ ZAPLECZA OPERATORSKIEGO					
NAZWA OBIEKTU	HALA RTG					
ADRES OBIEKTU	MALHOWICE – NIŻANKOWICE DROGOWE PRZEJŚCIE GRANICZNE 37-733 MALHOWICE IDENTYFIKATOR DZIAŁKI 181308_2.0008.398/11					
BRANŻA	TELETECHNICZNA					
NAZWA RYSUNKU	RZUT PRZYZIEMIA					
PROJEKTANT	MGR INŻ. P. PAWŁOWSKI	upr. budowlane do projektowania w specjalności teletechnicznej, bez ograniczeń LUB/0338/PWB1/17		DATA	SKALA	NR RYS.
PROJEKTANT				11.2025r	1:100	TH1

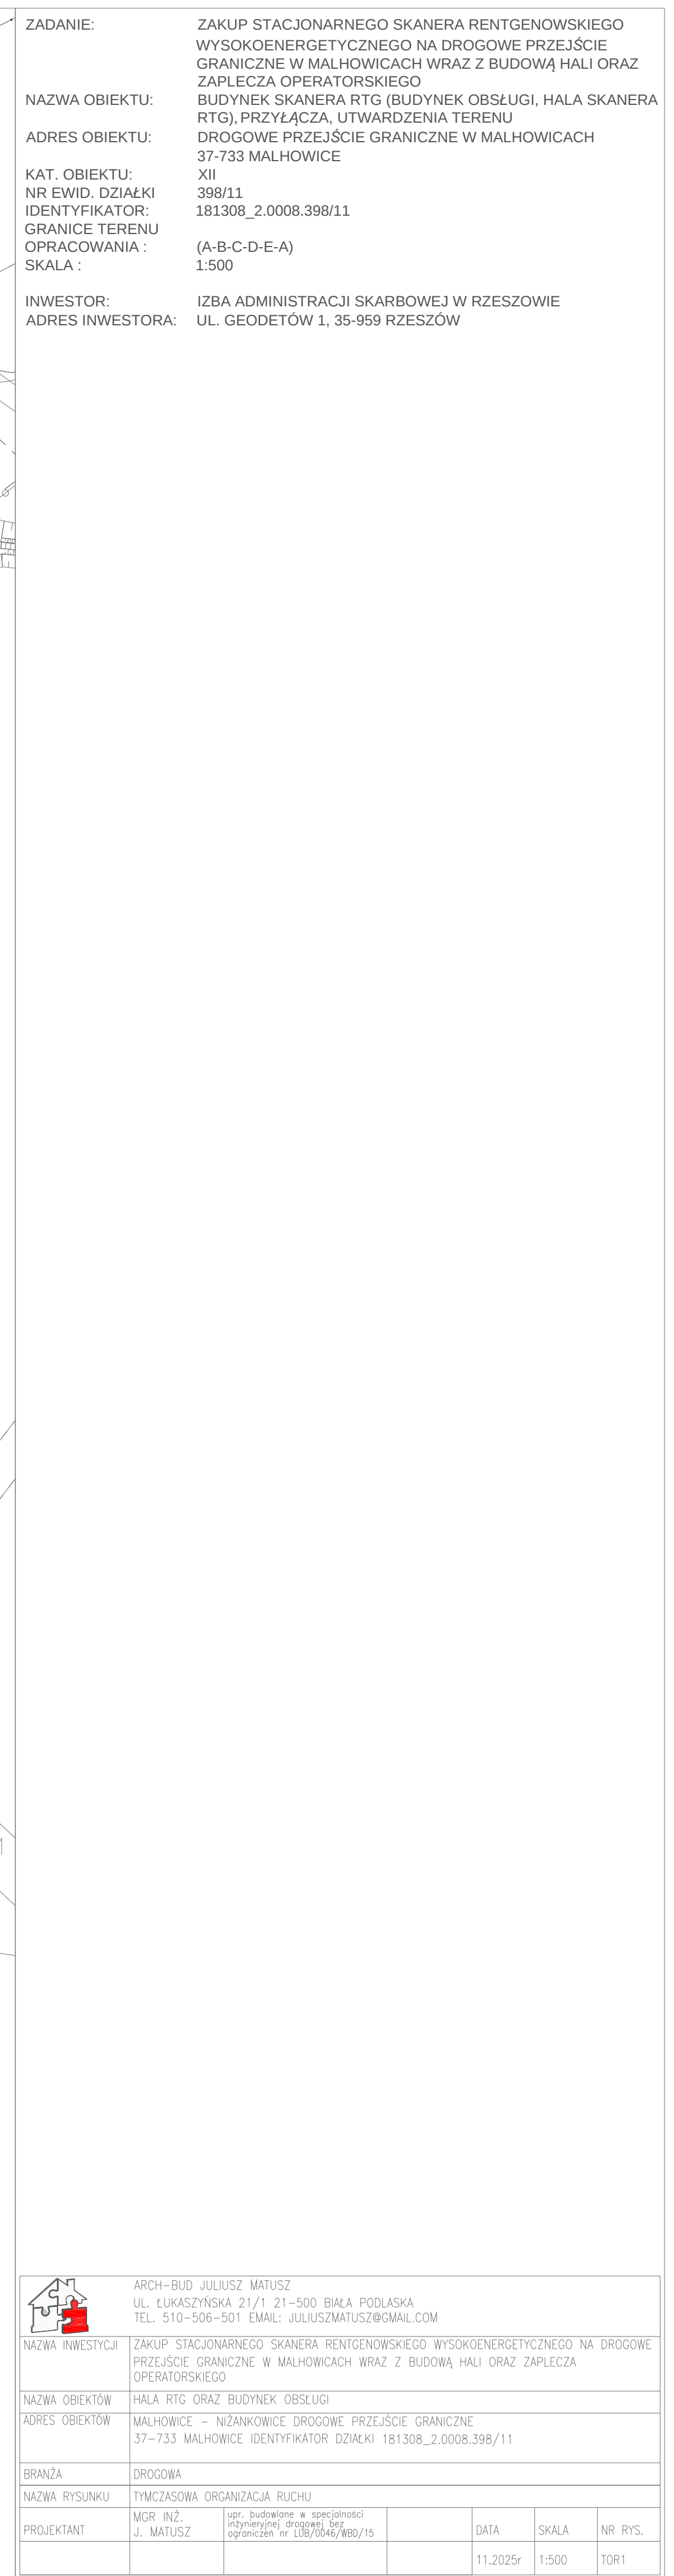



ZADANIE: ZAKUP STACJONARNEGO SKANERA RENTGENOWSKIEGO WYSOKOENERGETYCZNEGO NA DROGOWE PRZEJŚCIE GRANICZNE W MALHOWICACH WRAZ Z BUDOWĄ HALI ORAZ ZAPLECZA OPERATORSKIEGO

NAZWA OBIEKTU: BUDYNEK SKANERA RTG (BUDYNEK OBSŁUGI, HALA SKANERA RTG), PRZYŁĄCZA, UTWARDZENIA TERENU

ADRES OBIEKTU: DROGOWE PRZEJŚCIE GRANICZNE W MALHOWICACH 37-733 MALHOWICE

KAT. OBIEKTU: XII

NR EWID. DZIAŁKI: 398/11

IDENTYFIKATOR: 181308_2.0008.398/11

GRANICE TERENU: (A-B-C-D-E-A)




OPRACOWANIA: SKALA: 1:500

INWESTOR: IZBA ADMINISTRACJI SKARBOWEJ W RZESZOWIE

ADRES INWESTORA: UL. GEODETÓW 1, 35-959 RZESZÓW



TABLICA NA INDYWIDUALNE ZAM. PROJ.

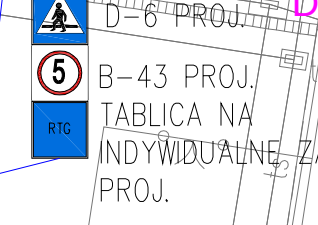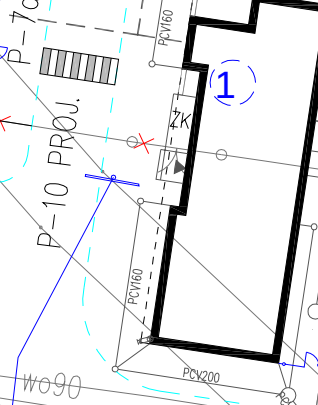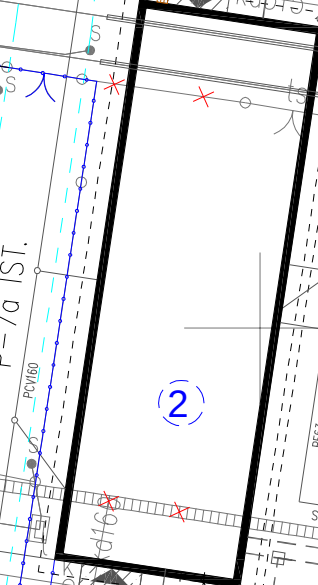

Podpisano przez/ Signed by:
JULIUSZ
MATUSZ
Data/ Date: 02.12.2025 08:27

mSzofir

NAZWA RYSUNKU		STALA ORGANIZACJA RUCHU		upr. budowlane w specjności		DATA	SKALA	NR. RYS.
PROJEKTANT	MGR INŻ. J. MATUSZ	rozplan. i drog. k.	ograniczeń nr URB/046/WB/15					
						11.2025r	1:500	SOR1

NA DROGOWE